



工程负责人  
设计人  
校对人  
审核人  
制图人  
给排水工程负责人  
电气工程负责人  
暖通工程负责人  
结构工程负责人  
建筑工程负责人

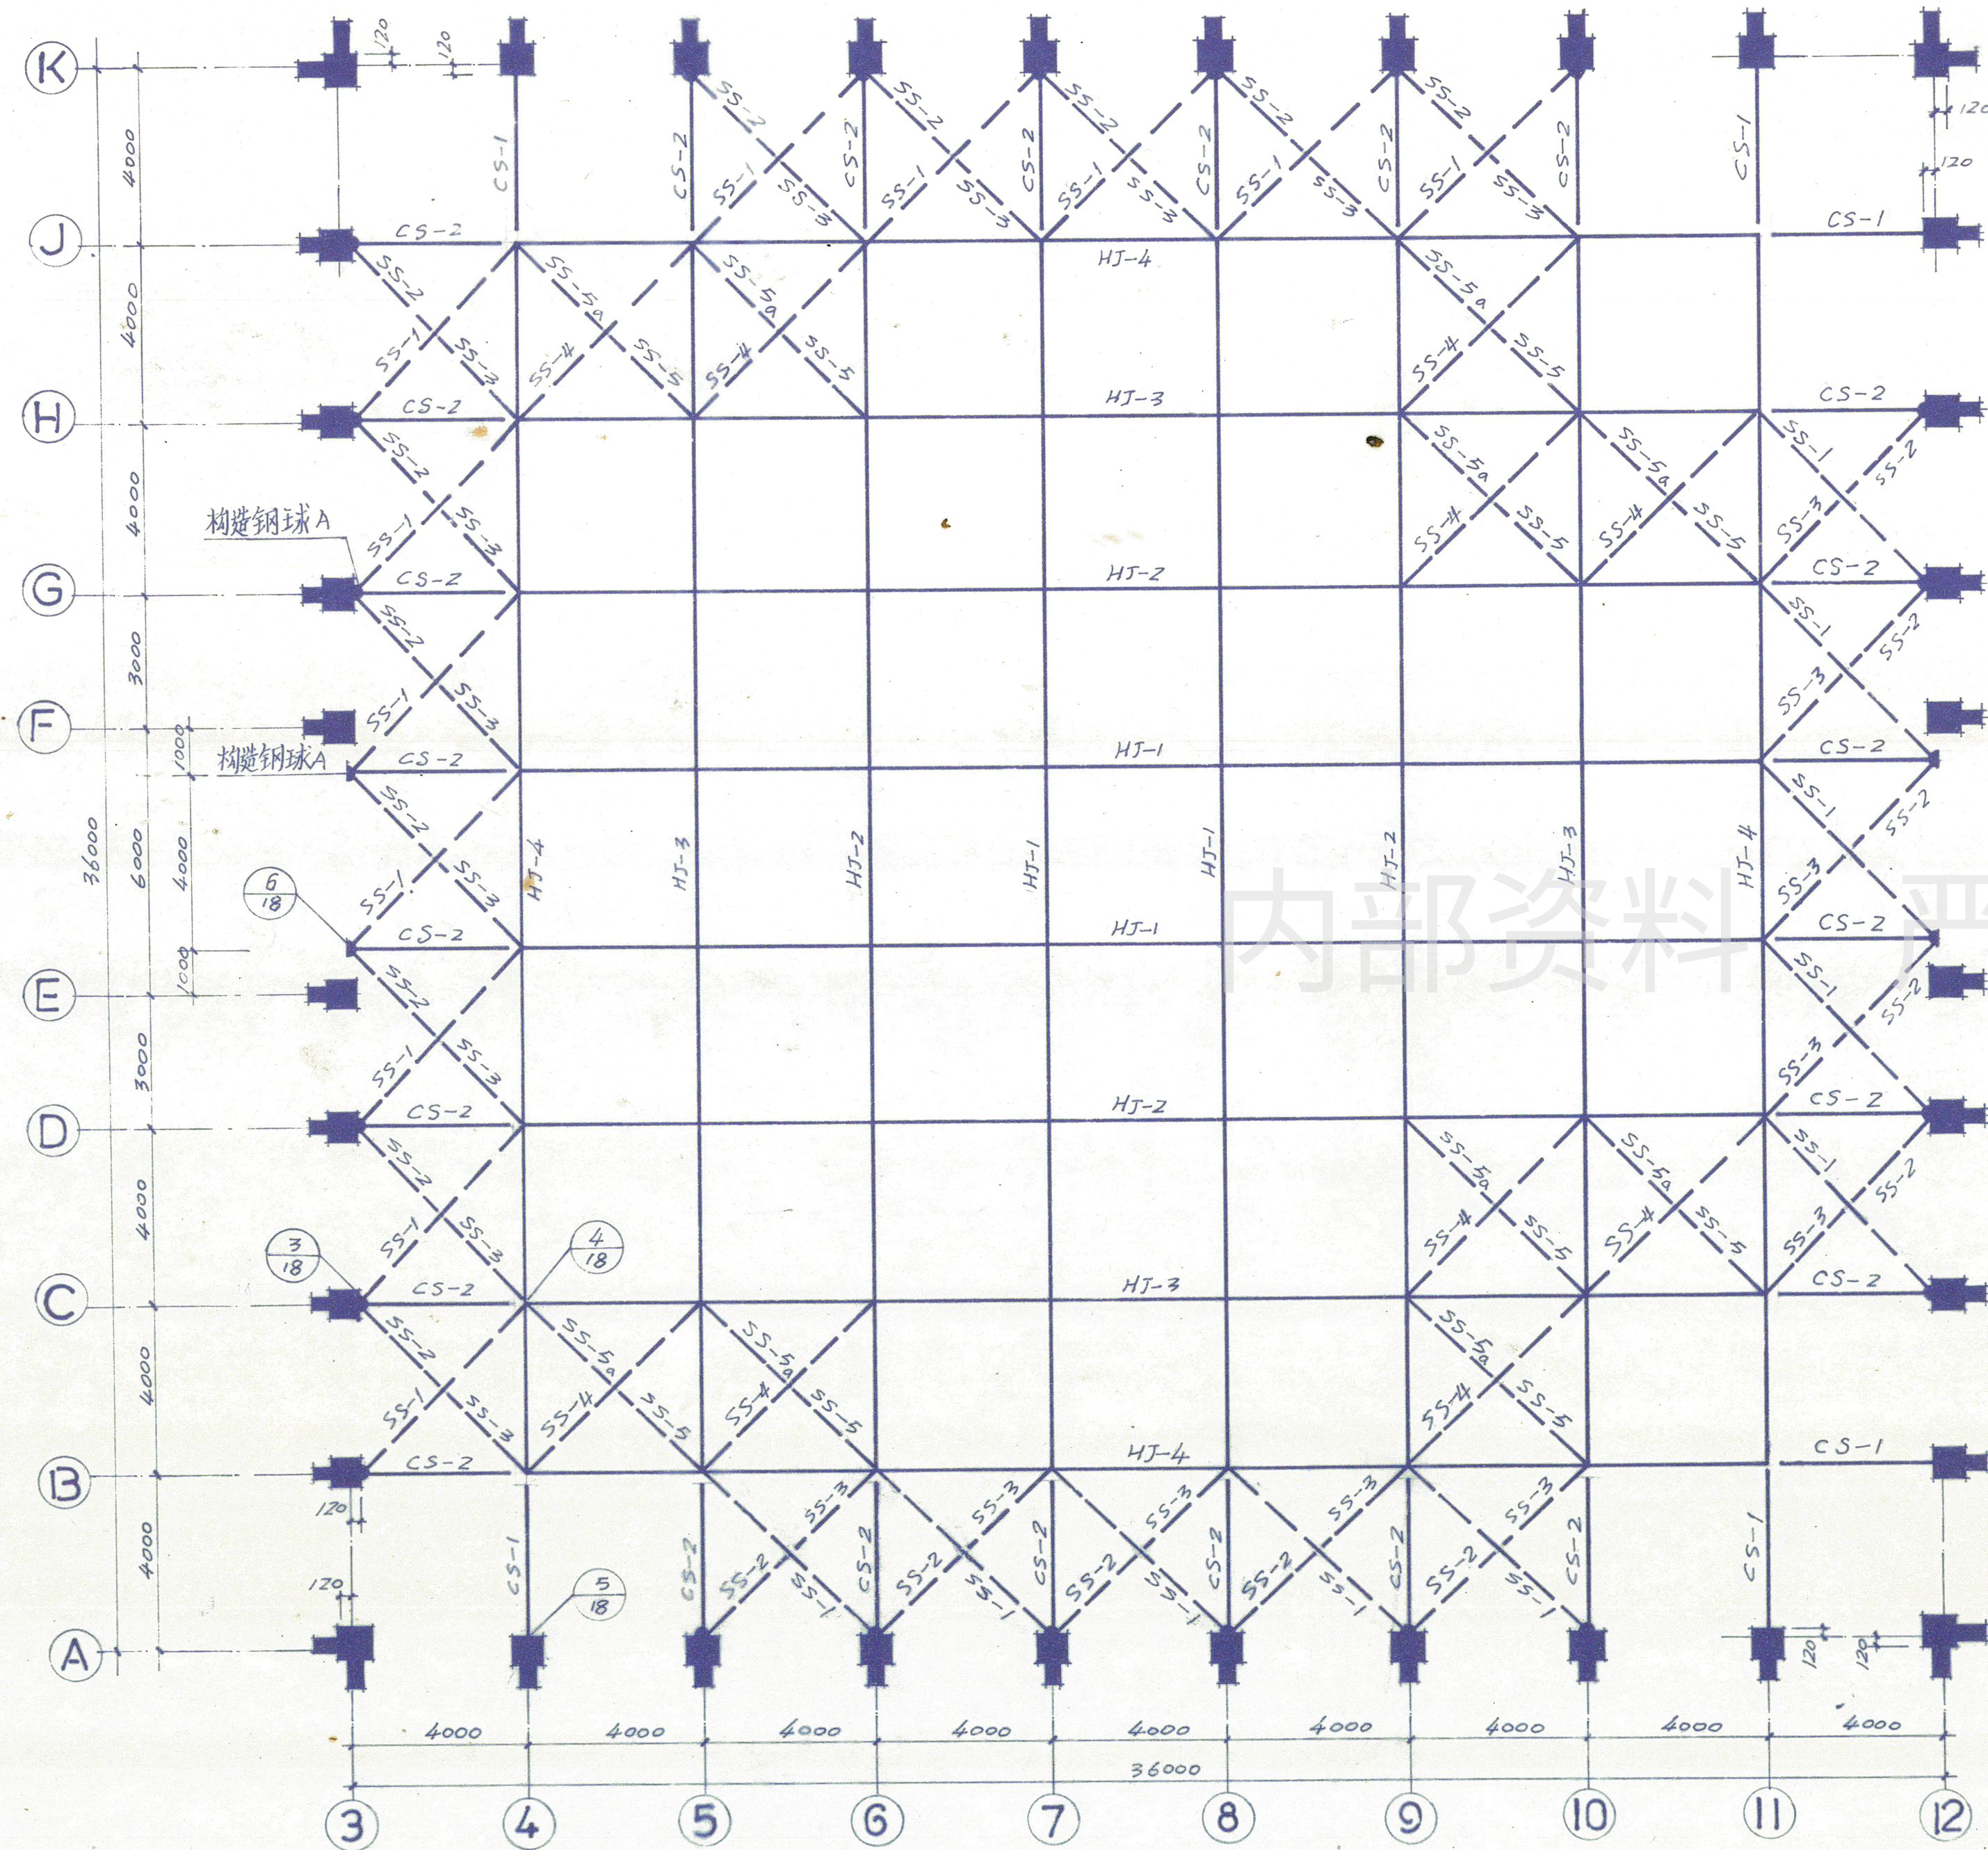

网架下弦平面

构件索引表

| 构件号   | 数量 | 所在图集或图号 | 备注   |
|-------|----|---------|------|
| HJ-1  |    | 结施-19   |      |
| HJ-2  |    | " - 20  |      |
| HJ-3  |    | " - 21  |      |
| HJ-4  |    | " - 22  |      |
| CS-1  | 6  | " - 24  |      |
| CS-2  | 26 | " - 24  |      |
| SS-1  | 22 | " - 23  |      |
| SS-2  | 22 | " - 23  |      |
| SS-3  | 22 | " - 23  |      |
| SS-4  | 10 | " - 23  |      |
| SS-5  | 10 | " - 23  |      |
| SS-5a | 10 | " - 23  |      |
| 构造钢球A |    | " - 18  | 球为全球 |
| LT-1  | 4  | " - 25  |      |
| LT-2  | 32 | " - 25  |      |
| LT-3  | 64 | " - 25  |      |

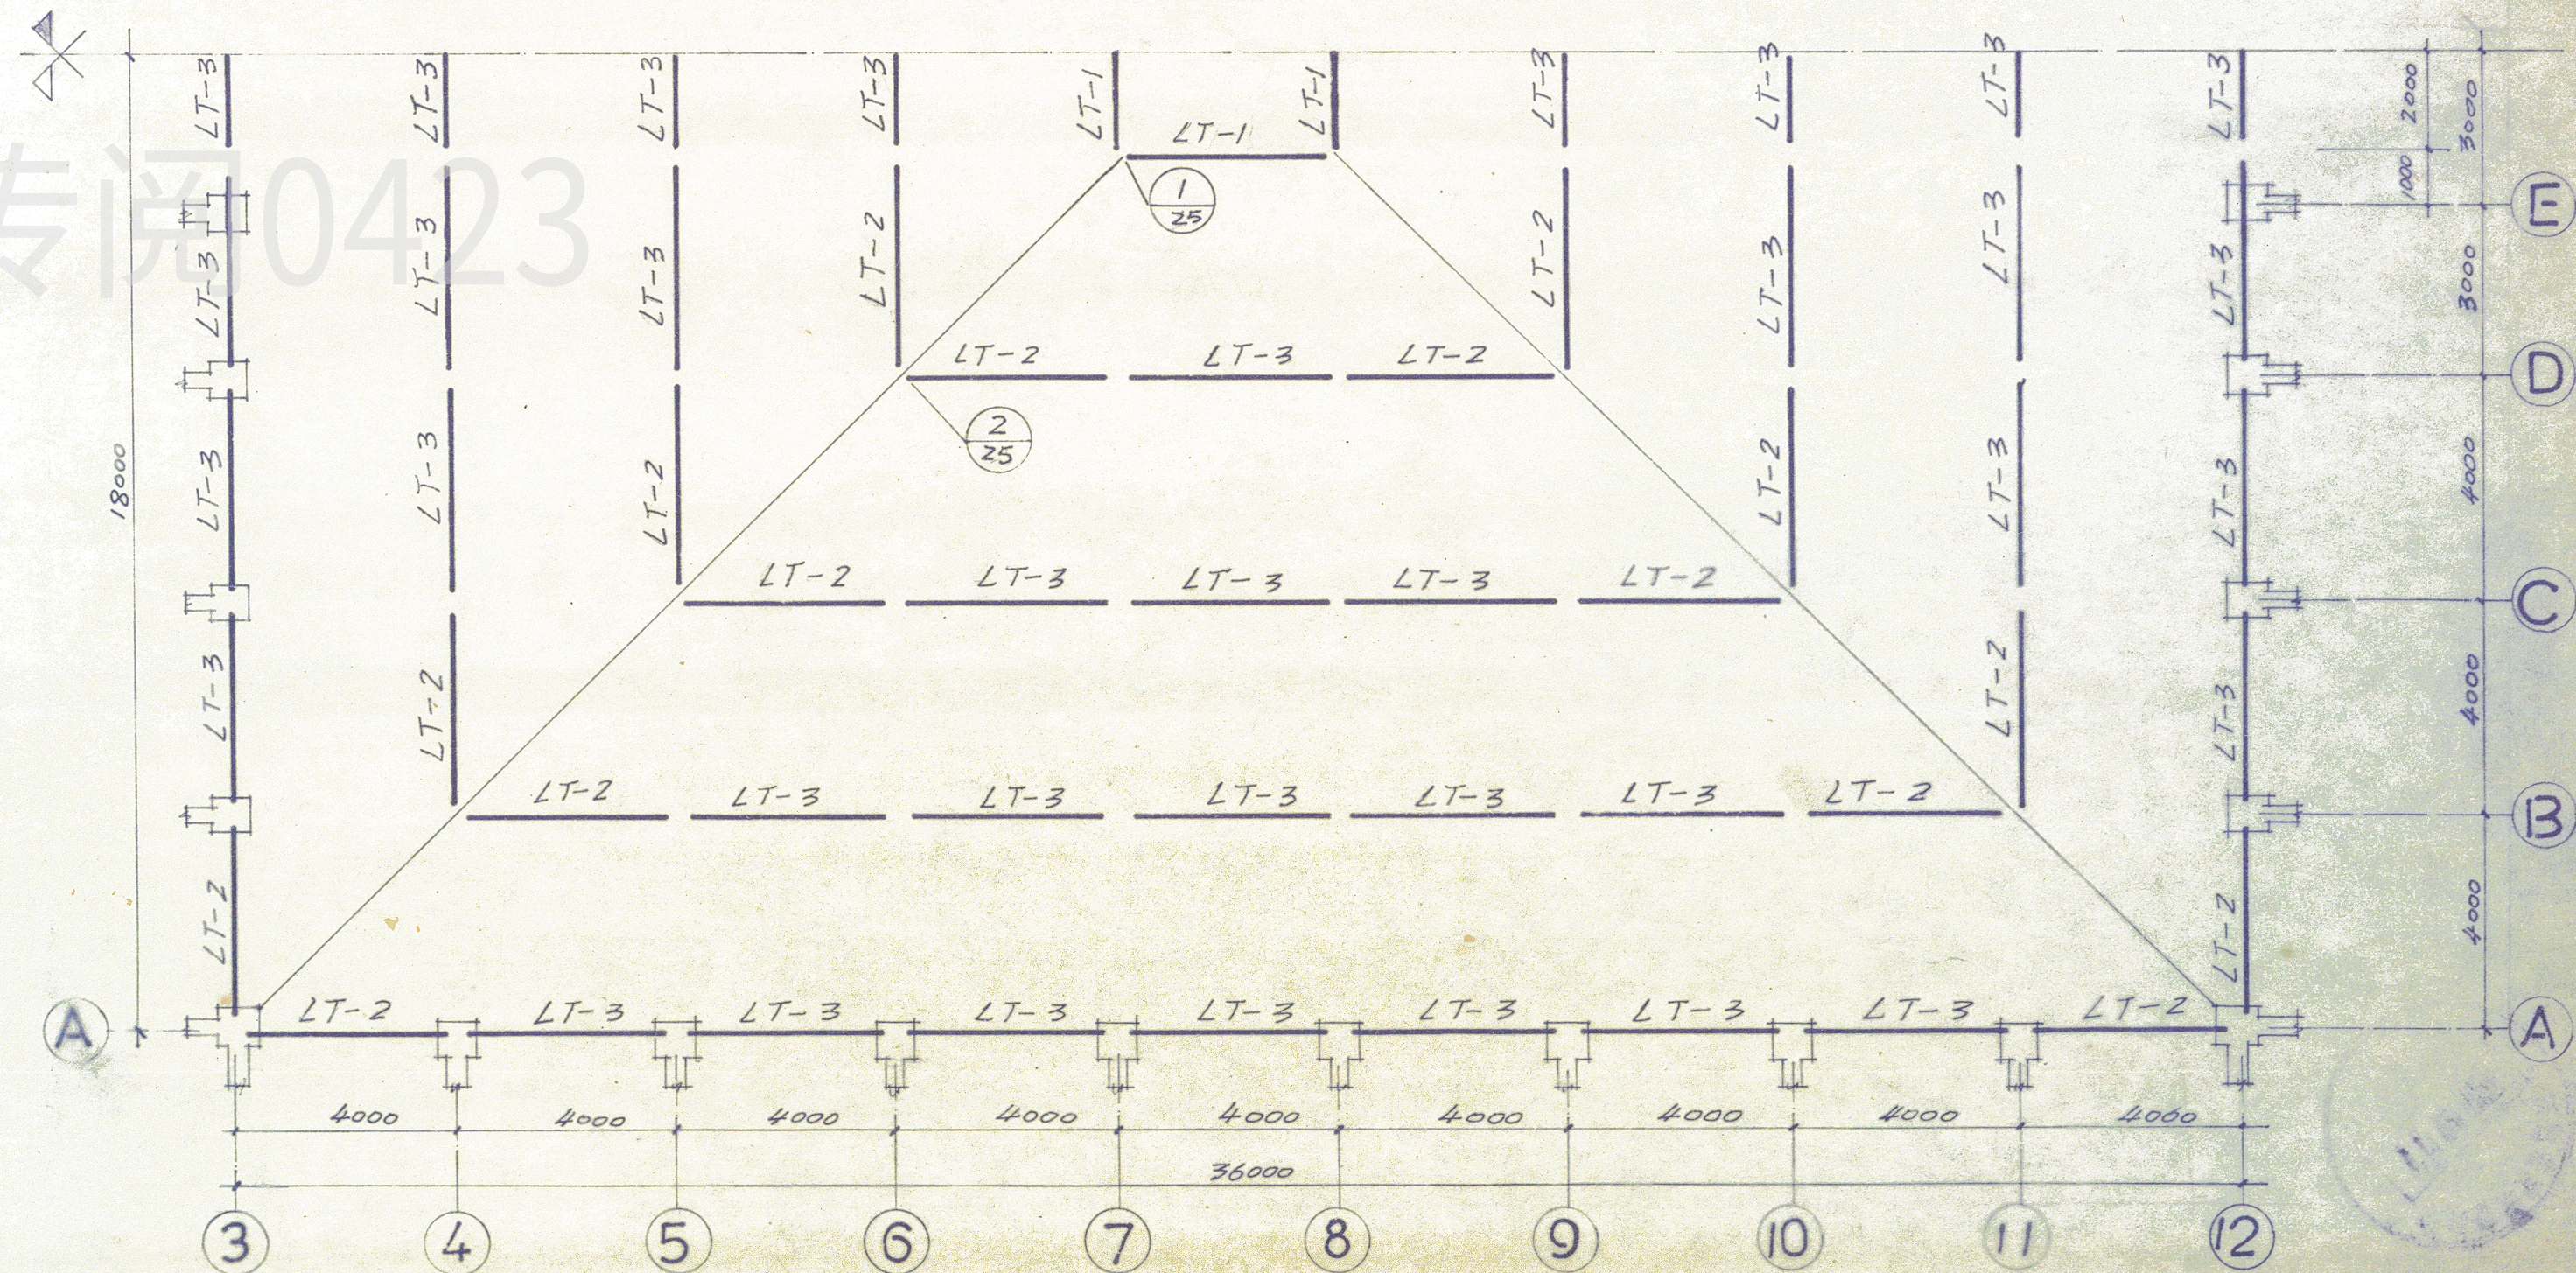

屋面檩条平面

陕西省建筑设计院

网架下弦平面及  
屋面檩条平面

工程名称 秦俑博物馆  
项 目 二号坑展厅

设计号 86034  
图 别 结施  
图 号 17  
日 期