


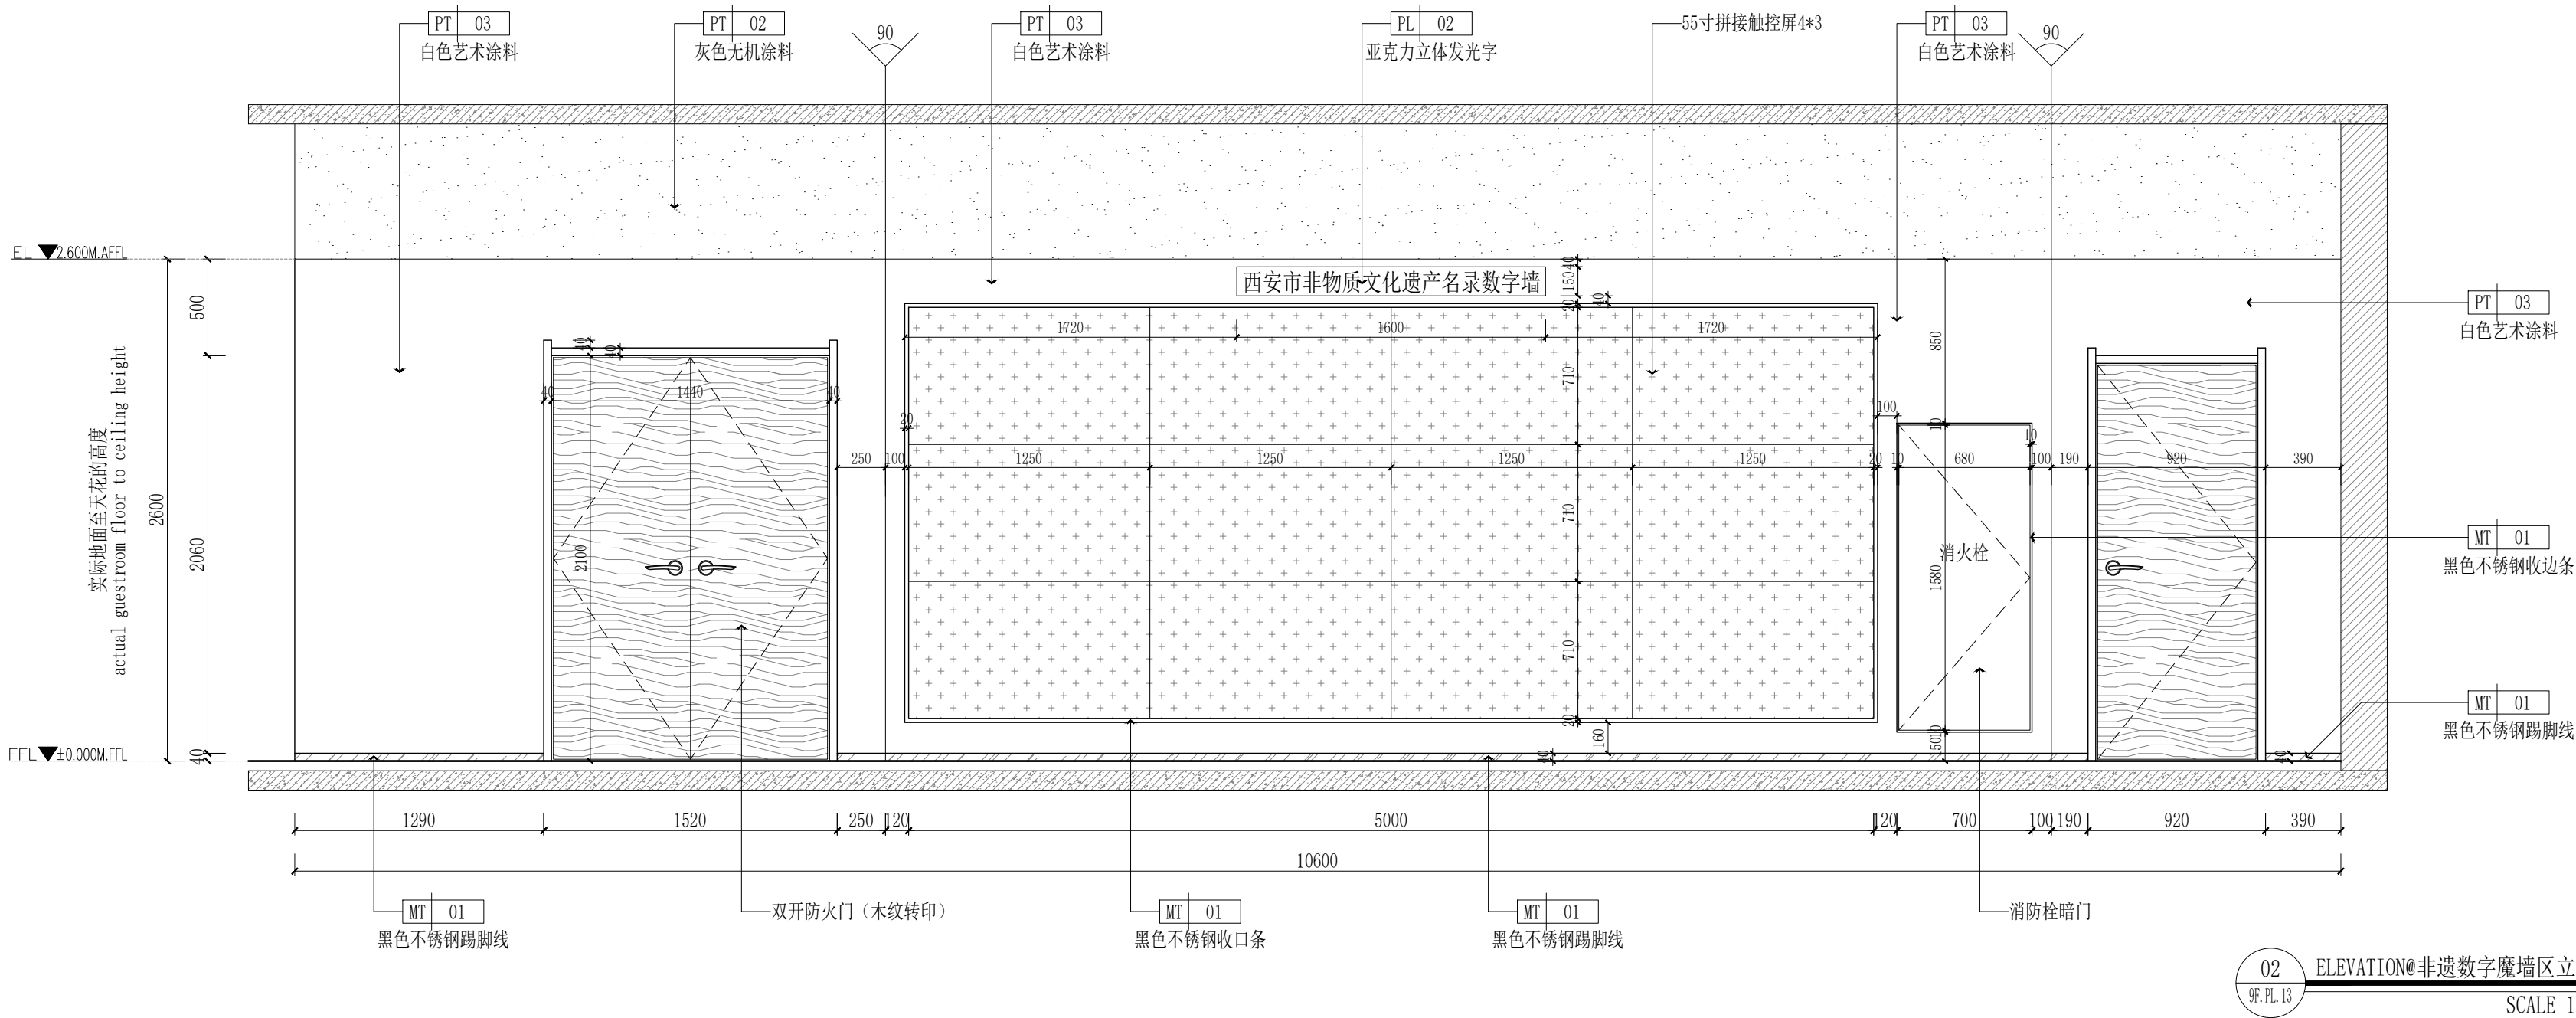
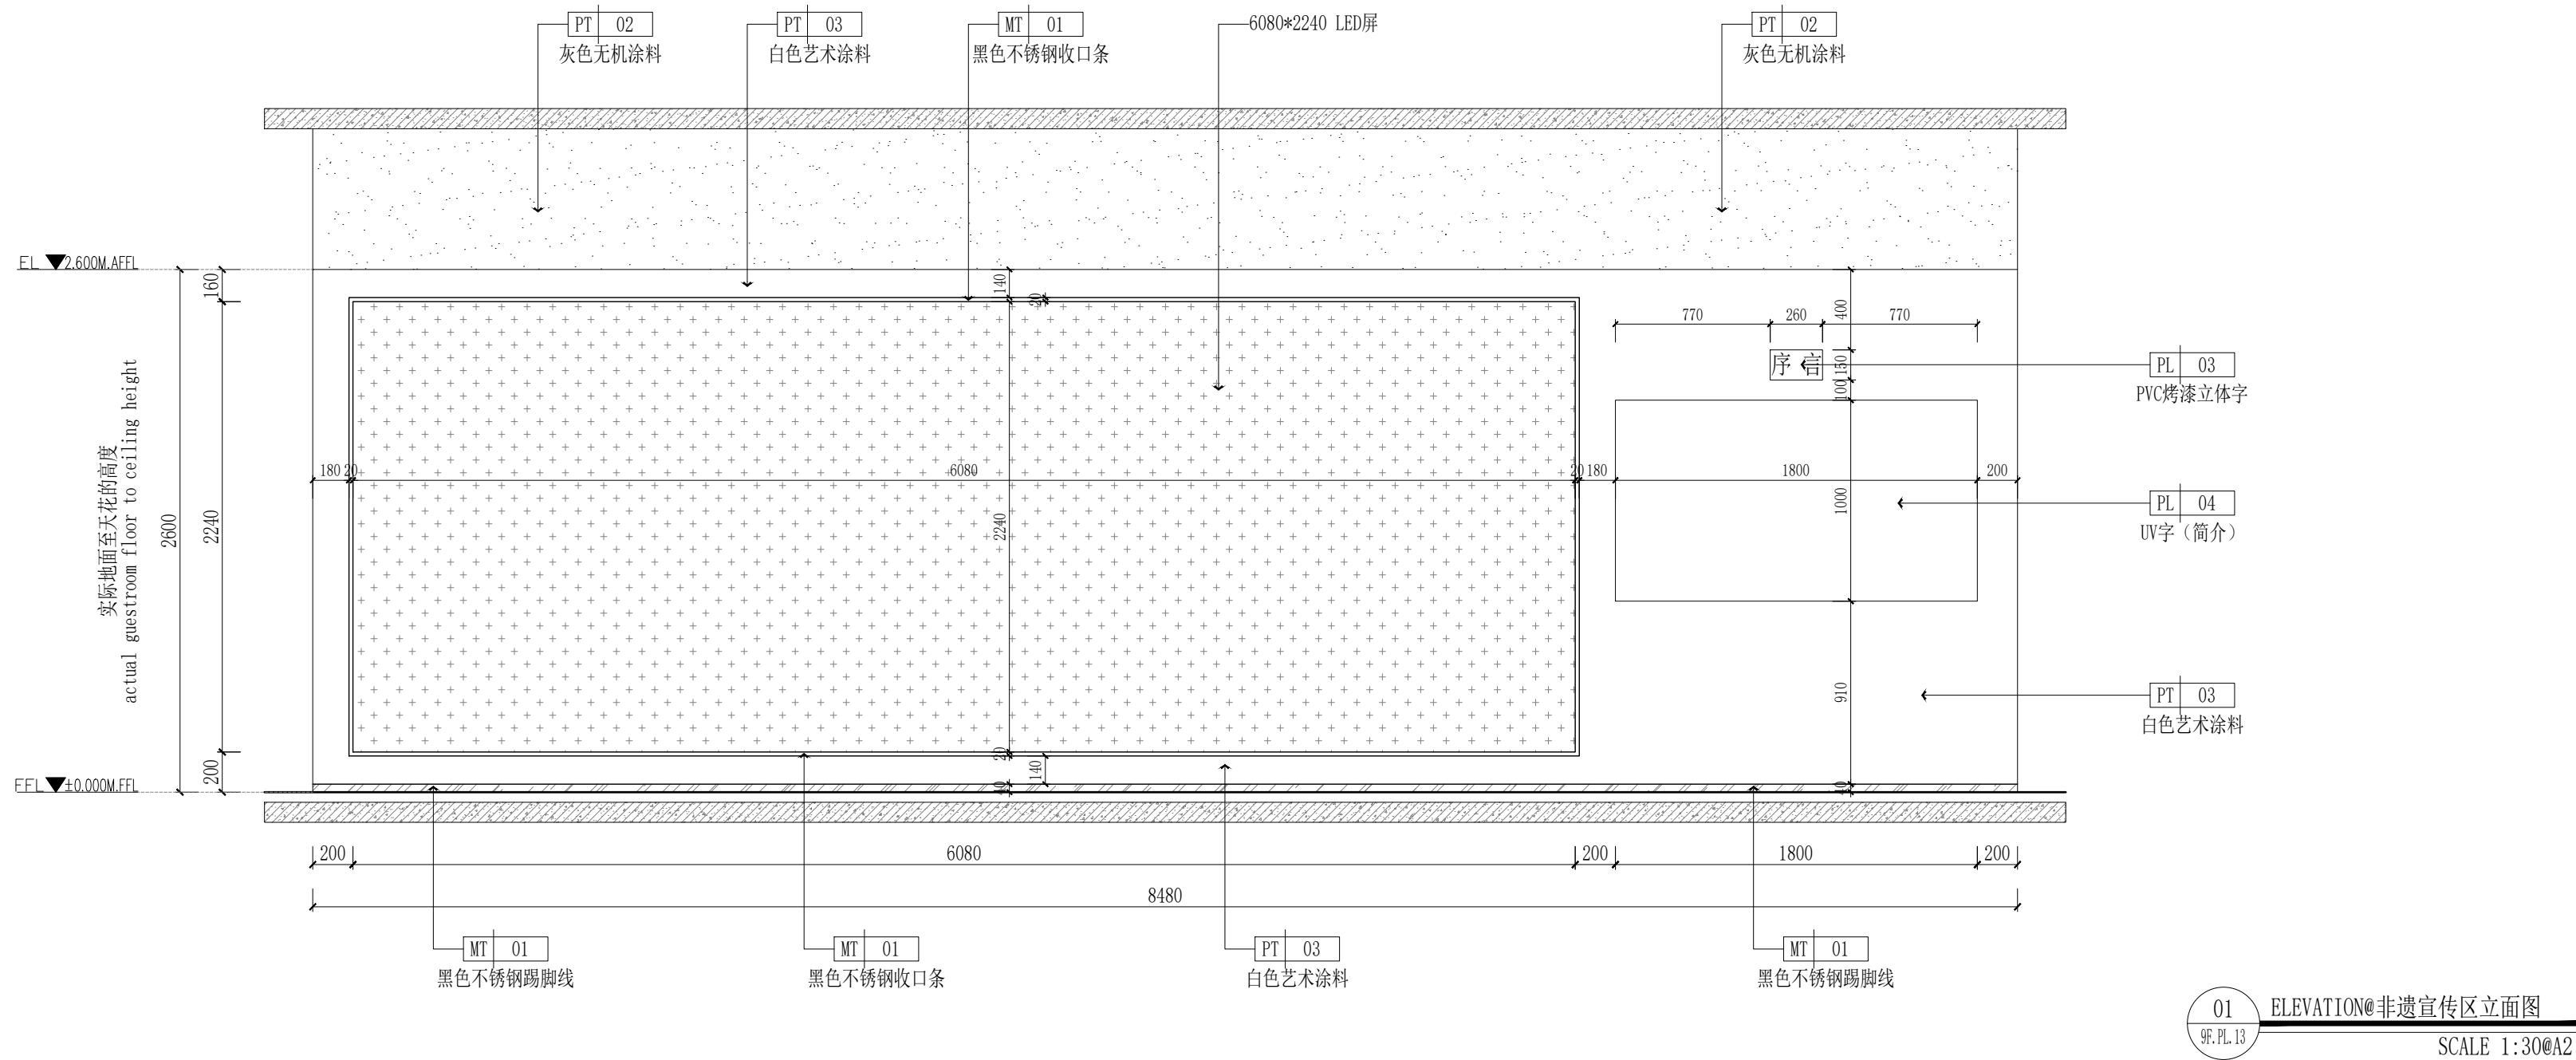
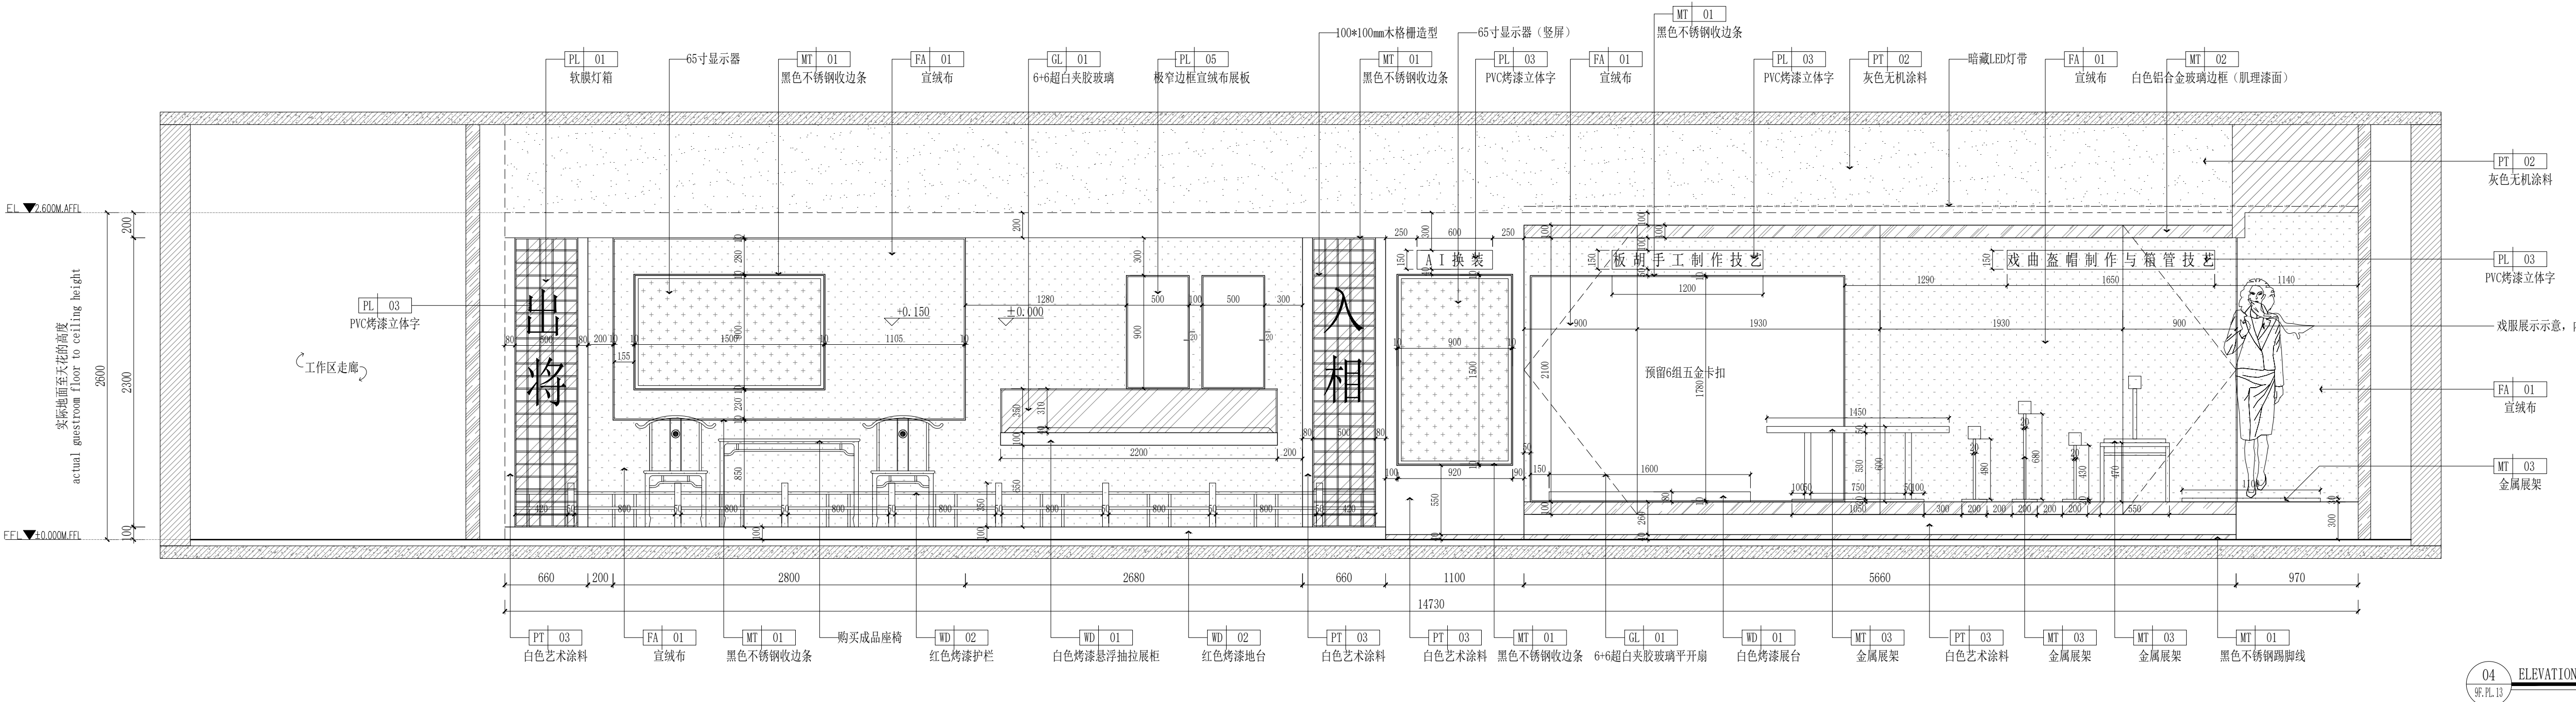
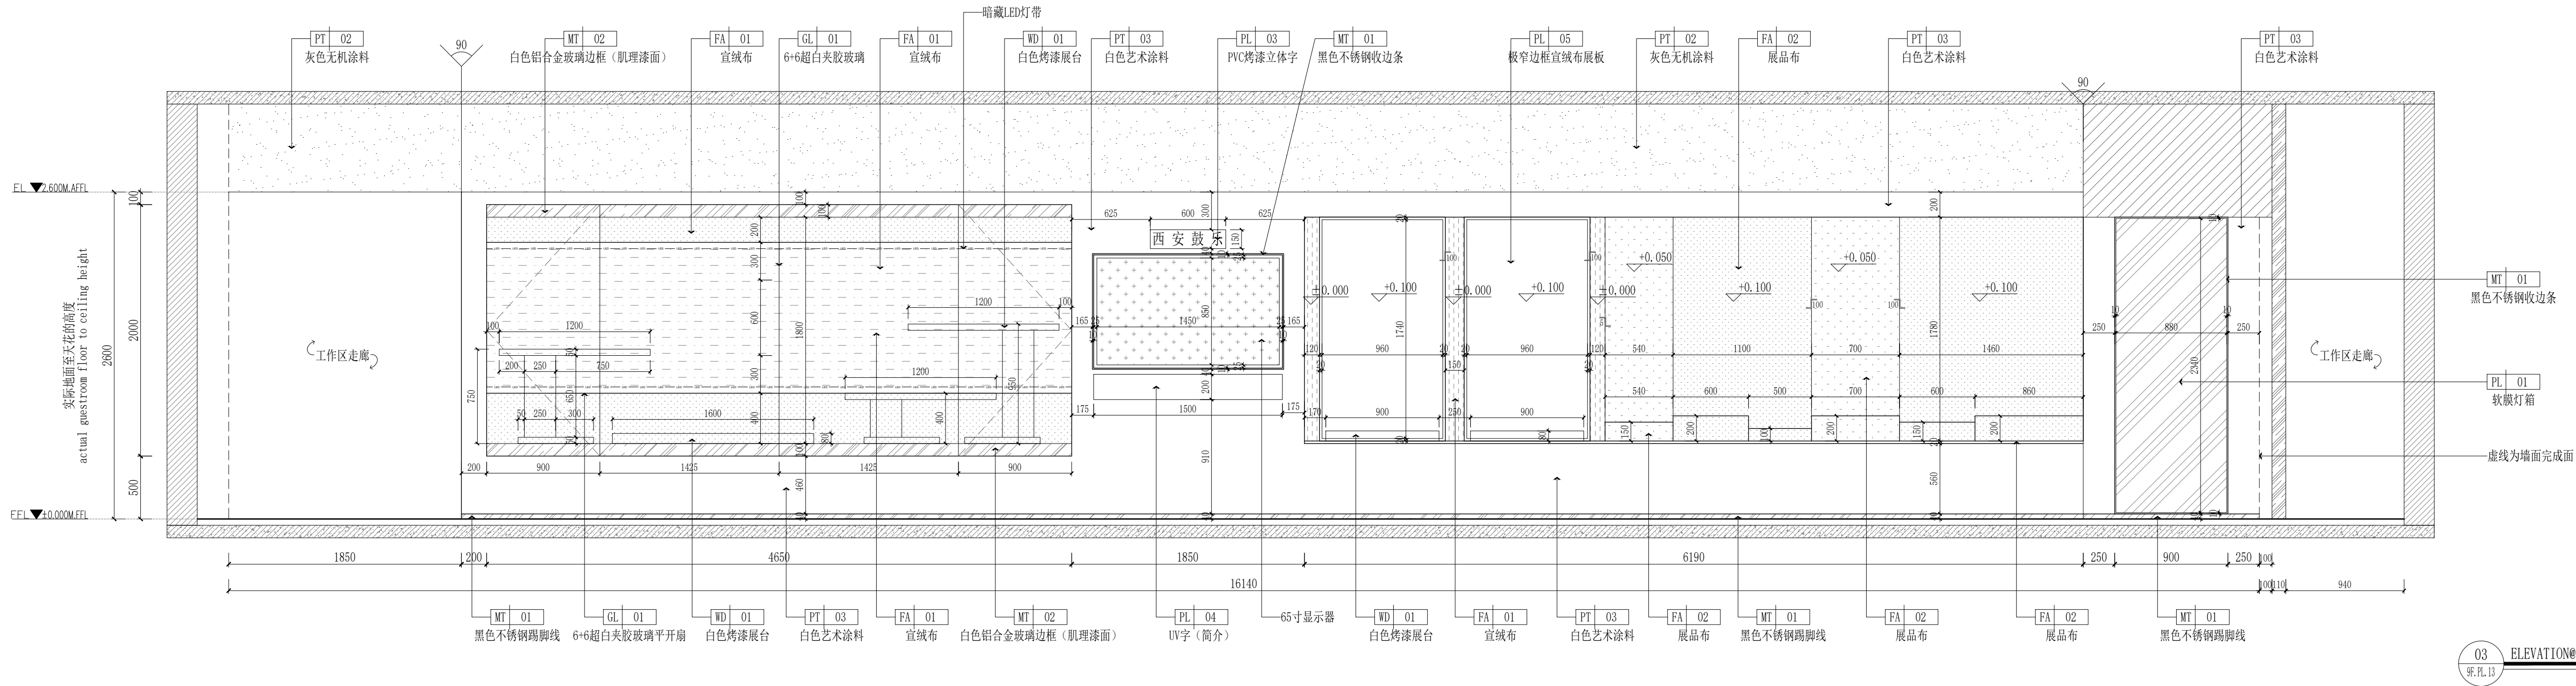


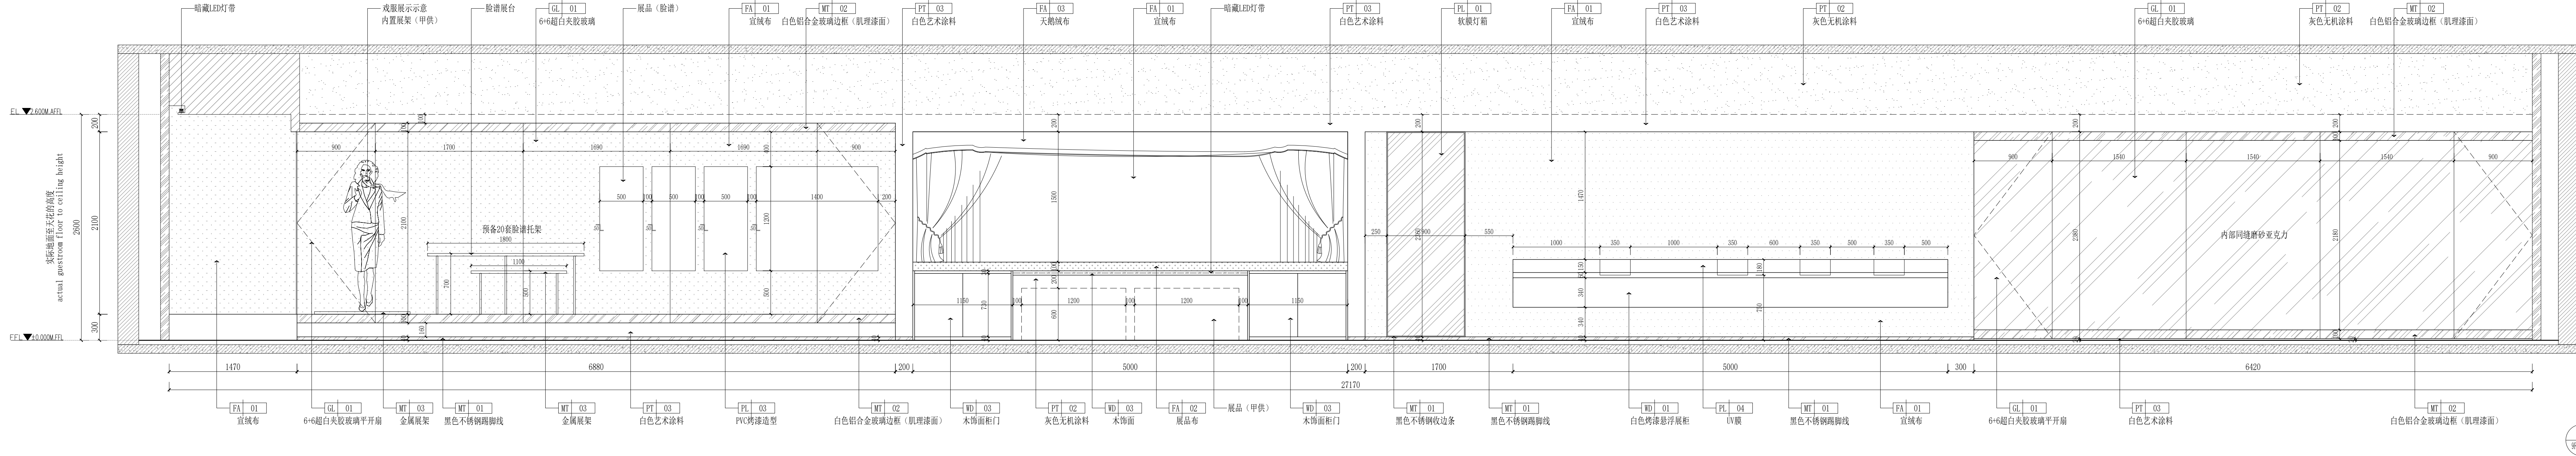


|                                                                                                                                                                                                                                                                                                                                                 |                      |                |
|-------------------------------------------------------------------------------------------------------------------------------------------------------------------------------------------------------------------------------------------------------------------------------------------------------------------------------------------------|----------------------|----------------|
|                                                                                                                                                                                                                                                                                                                                                 | 实 名                  | 签 名            |
| 项目负责人                                                                                                                                                                                                                                                                                                                                           | 项目负责人                | 何              |
| 专业负责人                                                                                                                                                                                                                                                                                                                                           | 专业负责人                | 何              |
| 设 计 人                                                                                                                                                                                                                                                                                                                                           | 设计人                  | 王              |
| 注册（执业）章                                                                                                                                                                                                                                                                                                                                         |                      |                |
| 预留章                                                                                                                                                                                                                                                                                                                                             |                      |                |
| 出图章<br>铭扬工程设计集团有限公司<br>建筑行业（建筑）工程甲级（有效期至2029年07月24日）<br>NO:A133A03249<br>浙江省住房和城乡建设厅监制                                                                                                                                                                                                                                                          |                      |                |
| 审图章                                                                                                                                                                                                                                                                                                                                             |                      |                |
| 竣工章                                                                                                                                                                                                                                                                                                                                             |                      |                |
| 本图未盖出图专用章无效                                                                                                                                                                                                                                                                                                                                     |                      |                |
| 铭扬工程设计集团有限公司<br>MING YANG ENGINEERING DESIGN GROUP CO., LTD.<br>证书编号: A133A03249<br>资质类别及等级: 建筑行业（建筑工程）甲级；风景园林工程设计专项甲级；公路行业（公路）专业乙级；水利专业乙级<br>证书编号: A233000562<br>资质类别及等级: 环境工程（水污染防治工程、污染修复工程、固体废物处理处置工程）专项乙级；<br>电力行业（输变电工程、送变电工程、新能源发电）专业乙级、专项乙级<br>证书编号: B233000562<br>资质类别及等级: 工程勘察专业类岩土工程（勘察）、岩土工程（设计）乙级；<br>工程勘察专业类岩土工程（物探测试检测监测）、工程勘察乙级 |                      |                |
| 类 别                                                                                                                                                                                                                                                                                                                                             | 实 名                  | 签 名            |
| 审 定                                                                                                                                                                                                                                                                                                                                             | 审定                   | 何              |
| 审 核                                                                                                                                                                                                                                                                                                                                             | 审核                   | 何              |
| 校 对                                                                                                                                                                                                                                                                                                                                             | 校对                   | 裴全凯            |
| 会 签                                                                                                                                                                                                                                                                                                                                             |                      |                |
| 建 筑                                                                                                                                                                                                                                                                                                                                             | 电 气                  |                |
| 结 构                                                                                                                                                                                                                                                                                                                                             | 暖 通                  |                |
| 给 排 水                                                                                                                                                                                                                                                                                                                                           | 其 他                  |                |
| 建设单位                                                                                                                                                                                                                                                                                                                                            | 西安市群众艺术馆             |                |
| 工程名称                                                                                                                                                                                                                                                                                                                                            | 非物质文化遗产博物馆<br>展陈提升项目 |                |
| 子项名称                                                                                                                                                                                                                                                                                                                                            |                      |                |
| 图纸名称                                                                                                                                                                                                                                                                                                                                            | 宣传、数字魔墙区立面图          |                |
| 专 业                                                                                                                                                                                                                                                                                                                                             | 装 饰                  | 比 例 1:100      |
| 工程编号                                                                                                                                                                                                                                                                                                                                            | 0000000              | 图 号 9F. EL. 01 |
| 阶 段                                                                                                                                                                                                                                                                                                                                             | 施工图                  | 时 间 2026. 05   |

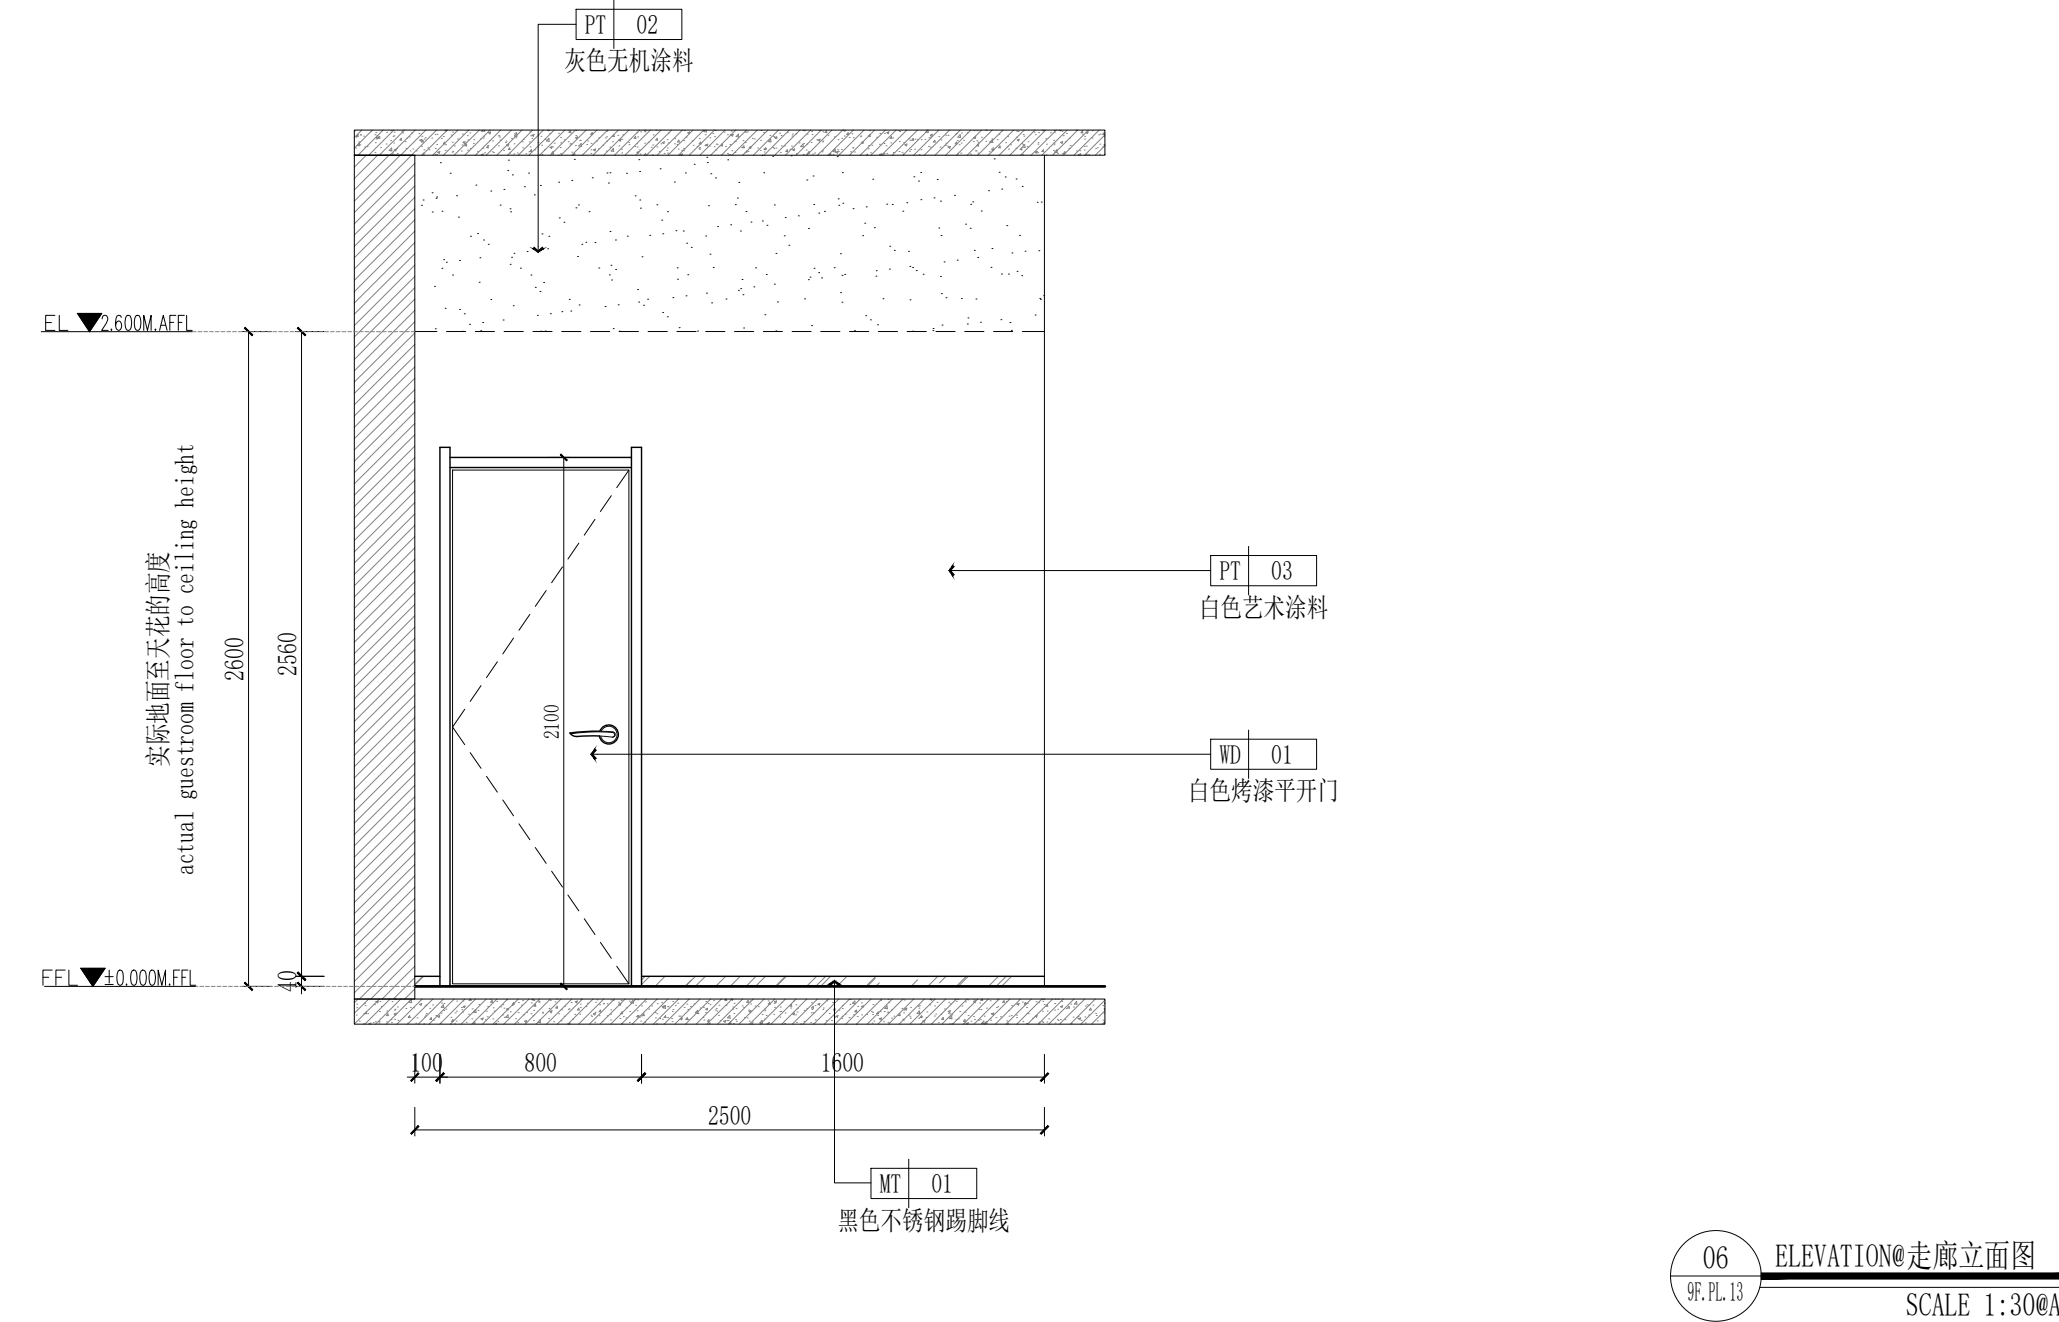


|                                                             |                      |                |
|-------------------------------------------------------------|----------------------|----------------|
|                                                             | 实 名                  | 签 名            |
| 项目负责人                                                       | 项目负责人                | 任              |
| 专业负责人                                                       | 专业负责人                | 任              |
| 设 计 人                                                       | 设计人                  | 王              |
| 注册(执业)章                                                     |                      |                |
| 预留章                                                         |                      |                |
| 出图章                                                         |                      |                |
| 审图章                                                         |                      |                |
| 竣工章                                                         |                      |                |
| 本图未盖出图专用章无效                                                 |                      |                |
| 铭扬工程设计集团有限公司<br>MING YANG ENGINEERING DESIGN GROUP CO., LTD |                      |                |
| 类 别                                                         |                      |                |
| 审 定                                                         | 审定                   | 任              |
| 审 核                                                         | 审核                   | 任              |
| 校 对                                                         | 校对                   | 王              |
| 会 签                                                         |                      |                |
| 建 筑                                                         | 电 气                  |                |
| 结 构                                                         | 暖 通                  |                |
| 给 排 水                                                       | 其 他                  |                |
| 建设单位                                                        | 西安市群众艺术馆             |                |
| 工程名称                                                        | 非物质文化遗产博物馆<br>展陈提升项目 |                |
| 子项名称                                                        |                      |                |
| 图纸名称                                                        | 鼓乐、秦腔区立面图            |                |
| 专 业                                                         | 装 饰                  | 比 例 1:100      |
| 工程编号                                                        | 0000000              | 图 号 9F. EL. 02 |
| 阶 段                                                         | 施工图                  | 时 间 2026. 05   |

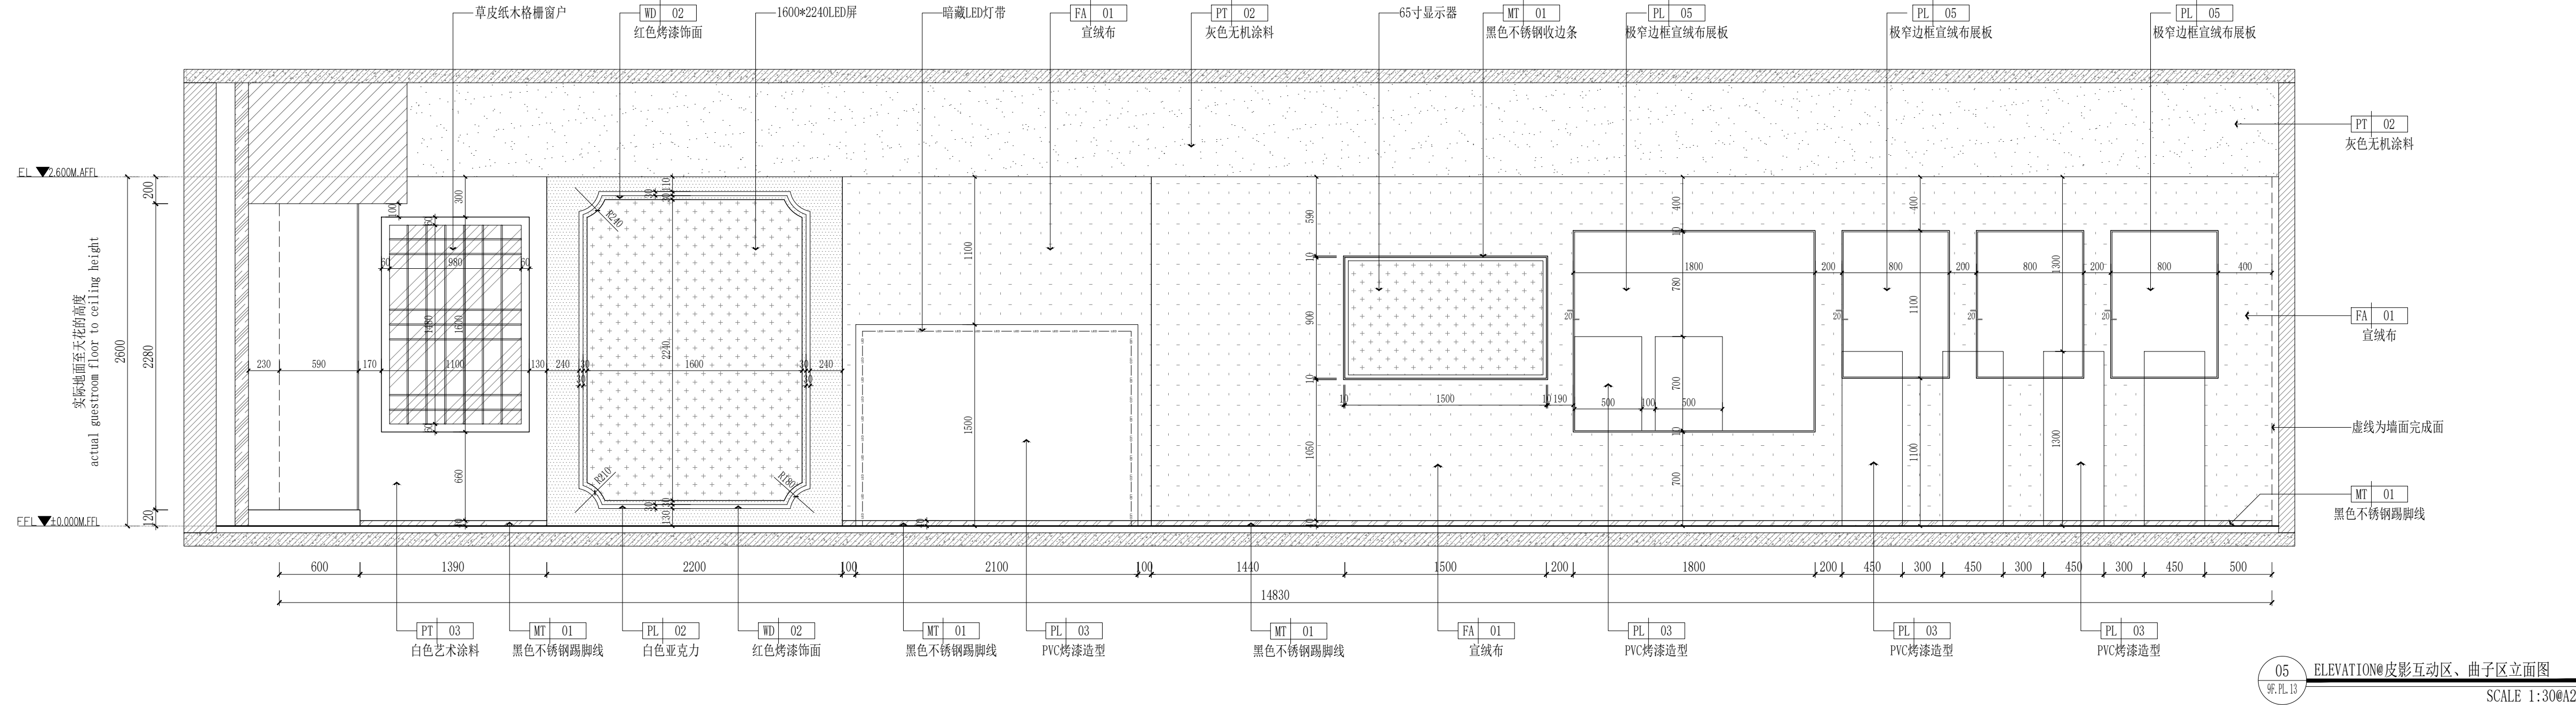

|                                                                                            |                      |              |
|--------------------------------------------------------------------------------------------|----------------------|--------------|
|                                                                                            | 实 名                  | 签 名          |
| 项目负责人                                                                                      | 项目负责人                | 何            |
| 专业负责人                                                                                      | 专业负责人                | 何            |
| 设 计 人                                                                                      | 设计人                  | 何            |
| 注册（执业）章                                                                                    |                      |              |
| 预留章                                                                                        |                      |              |
| 出图章                                                                                        |                      |              |
| 竣工章                                                                                        |                      |              |
| 本图未盖出图专用章无效                                                                                |                      |              |
| 铭扬工程设计集团有限公司<br>MING YANG ENGINEERING DESIGN GROUP CO., LTD                                |                      |              |
| 证 书 编 号: A13303249<br>资质类别及等级: 建筑装饰工程设计专项甲级<br>证 书 编 号: 023303042<br>资质类别及等级: 建筑装饰工程设计专项乙级 |                      |              |
| 类 别                                                                                        | 实 名                  | 签 名          |
| 审 定                                                                                        | 审定                   | 何            |
| 审 核                                                                                        | 审核                   | 何            |
| 校 对                                                                                        | 校对                   | 何            |
| 会 签                                                                                        |                      |              |
| 建 筑                                                                                        | 电 气                  |              |
| 结 构                                                                                        | 暖 通                  |              |
| 给 排 水                                                                                      | 其 他                  |              |
| 建设单位                                                                                       | 西安市群众艺术馆             |              |
| 工程名称                                                                                       | 非物质文化遗产博物馆<br>展陈提升项目 |              |
| 子项名称                                                                                       |                      |              |
| 图纸名称                                                                                       | 走廊、脸谱、皮影区立面图         |              |
| 专 业                                                                                        | 装 饰                  | 比 例 1:100    |
| 工程编号                                                                                       | 000000               | 图 号 9F-EL-03 |
| 阶 段                                                                                        | 施工图                  | 时 间 2026.05  |

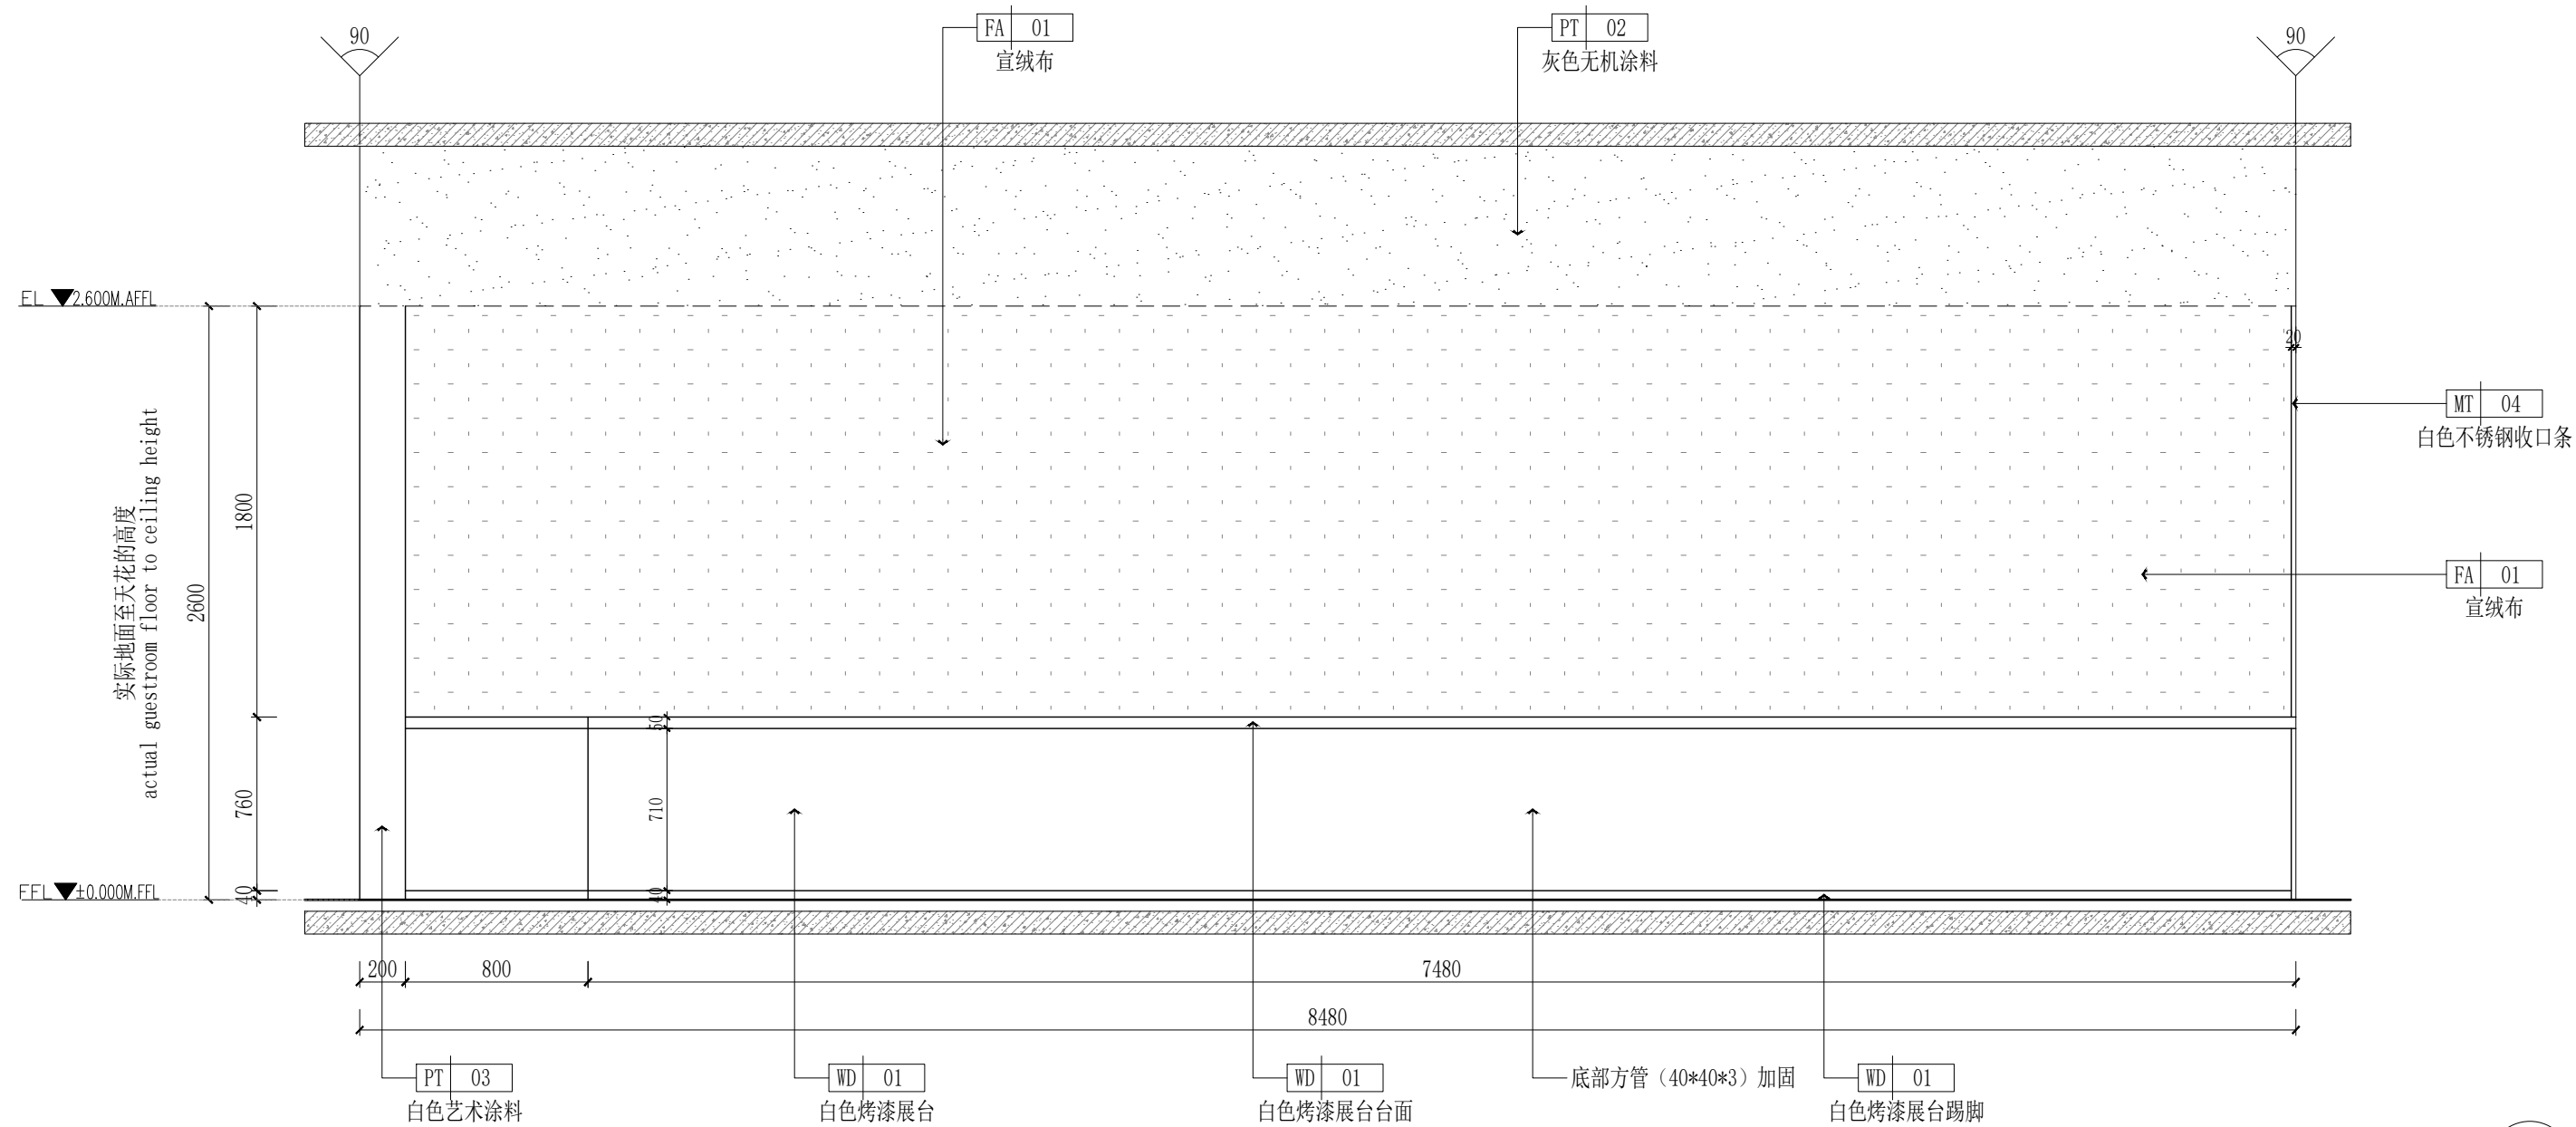


08 ELEVATION@社火场景区立面图  
9F.PL.13 SCALE 1:30@A2

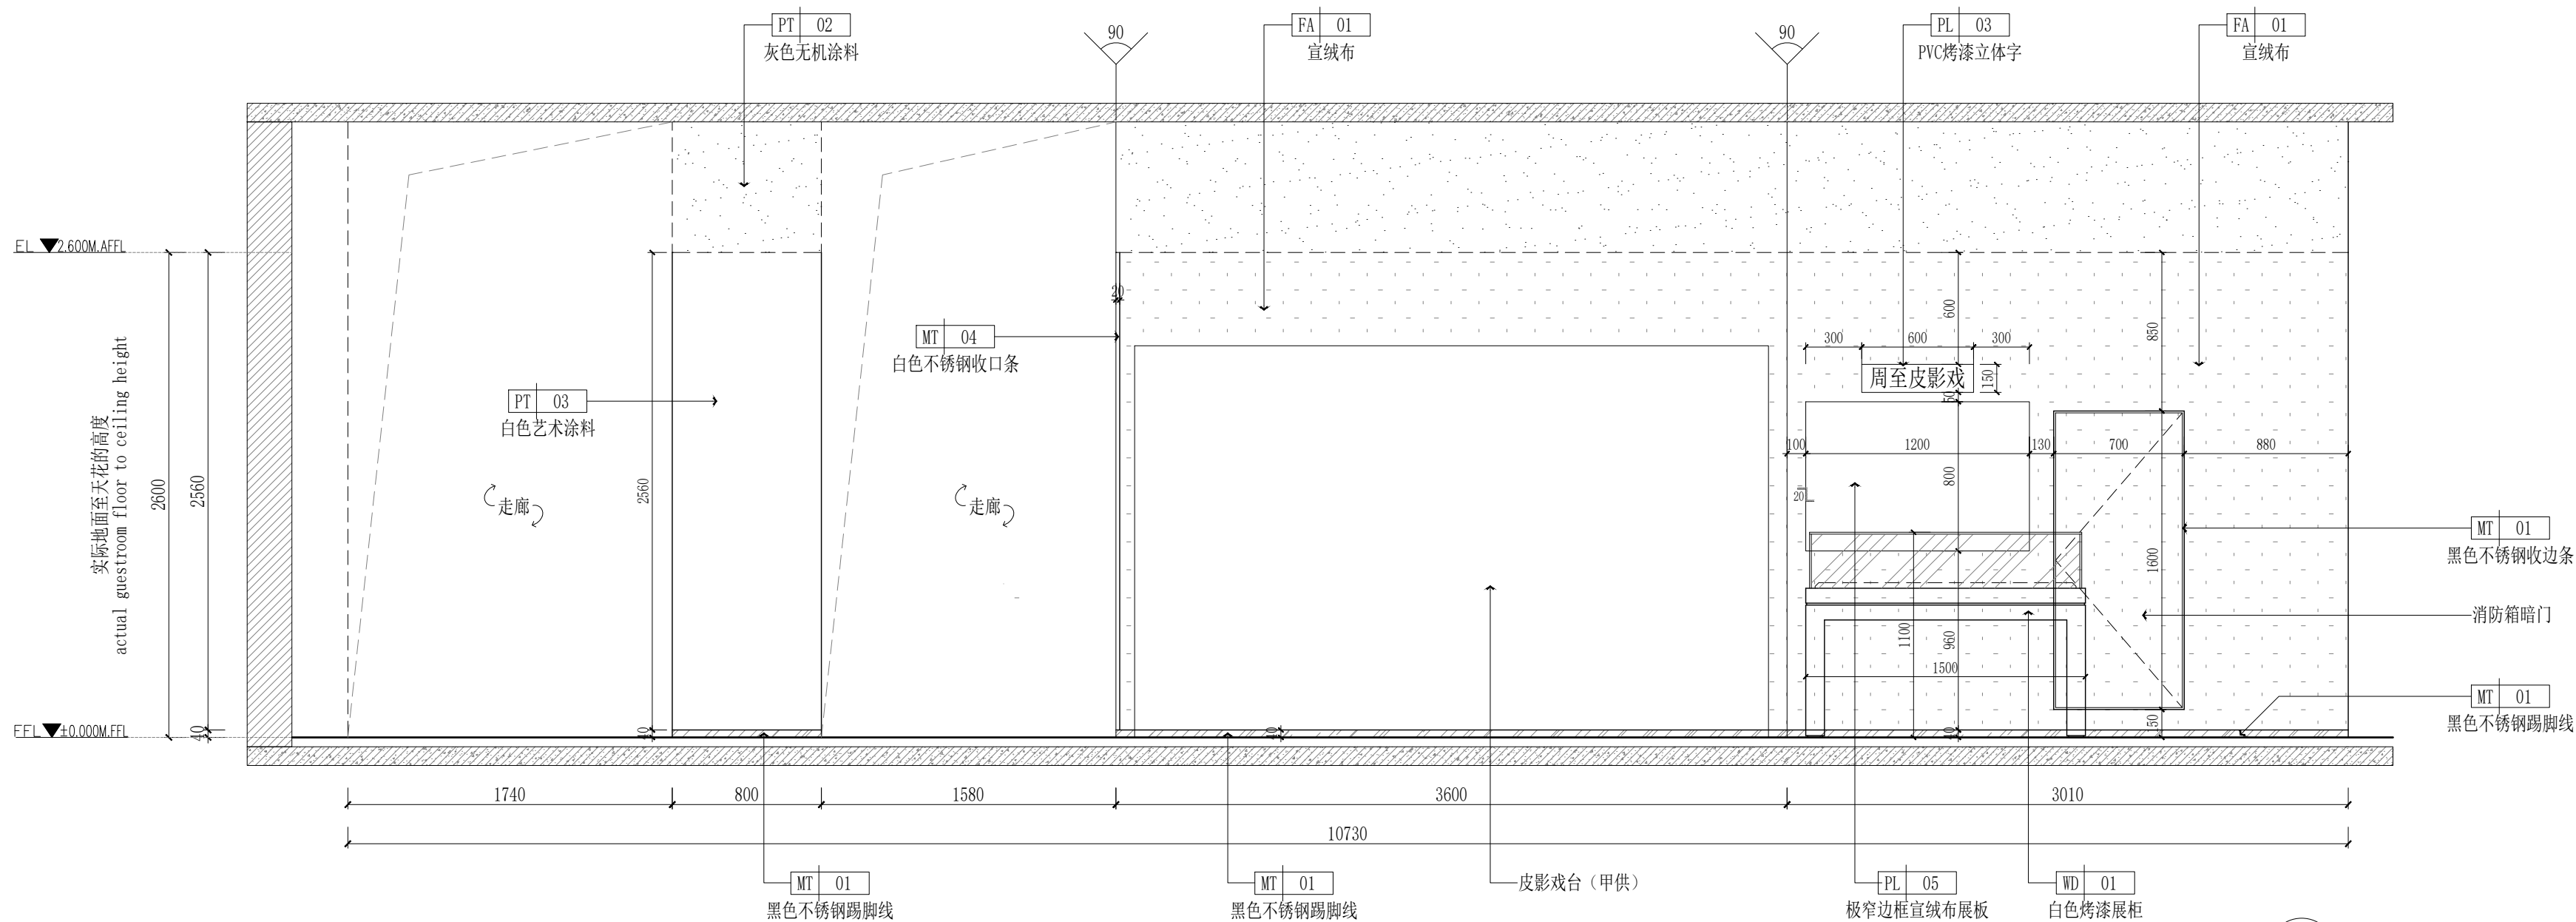

09 ELEVATION@皮影戏台区立面图  
9F.PL.13 SCALE 1:30@A2


|                                                                                                             |                      |                |
|-------------------------------------------------------------------------------------------------------------|----------------------|----------------|
|                                                                                                             | 实 名                  | 签 名            |
| 项目负责人                                                                                                       | 项目负责人                | 张              |
| 专业负责人                                                                                                       | 专业负责人                | 张              |
| 设 计 人                                                                                                       | 设计人                  | 张              |
| 注册（执业）章                                                                                                     |                      |                |
| 预留章                                                                                                         |                      |                |
| 出图章                                                                                                         |                      |                |
| 铭扬工程设计集团有限公司<br>建 筑 行 业（建 筑 工 程）甲 级（有效期★NO:A133A03249<br>至2029年07月24日）<br>浙江省住房和城乡建设厅监制                     |                      |                |
| 审图章                                                                                                         |                      |                |
| 竣工章                                                                                                         |                      |                |
| 本图未盖出图专用章无效                                                                                                 |                      |                |
| 铭扬工程设计集团有限公司<br>MING YANG ENGINEERING DESIGN GROUP CO., LTD                                                 |                      |                |
| 证书编号: A133A03249<br>资质类别及等级: 建筑行业(建筑工程)甲级; 房屋建筑工程设计专项甲级; 公路行业(公路)专业乙级;<br>多专业乙级                             |                      |                |
| 证书编号: A233020562<br>资质类别及等级: 环境工程(水污染防治工程、污染防治工程、固体废物处理处置工程)专业乙级;<br>电气专业(变配电工程、送电工程、弱电工程、防雷接地)专业乙级; 市政专业乙级 |                      |                |
| 证书编号: B233020562<br>资质类别及等级: 工程勘察专业类(岩土工程)乙级; 岩土工程(设计)乙级;<br>工程勘察专业类(岩土工程)乙级(岩土工程勘察); 工程勘察乙级                |                      |                |
| 类 别                                                                                                         | 实 名                  | 签 名            |
| 审 定                                                                                                         | 审定                   | 张              |
| 审 核                                                                                                         | 审核                   | 张              |
| 校 对                                                                                                         | 校对                   | 张              |
| 会 签                                                                                                         |                      |                |
| 建 筑                                                                                                         | 电 气                  |                |
| 结 构                                                                                                         | 暖 通                  |                |
| 给 排 水                                                                                                       | 其 他                  |                |
| 建设单位                                                                                                        | 西安市群众艺术馆             |                |
| 工程名称                                                                                                        | 非物质文化遗产博物馆<br>展陈提升项目 |                |
| 子项名称                                                                                                        |                      |                |
| 图纸名称                                                                                                        | 社火、戏台区立面图            |                |
| 专 业                                                                                                         | 装 饰                  | 比 例 1:100      |
| 工程编号                                                                                                        | 0000000              | 图 号 9F. EL. 04 |
| 阶 段                                                                                                         | 施 工 图                | 时 间 2026. 05   |



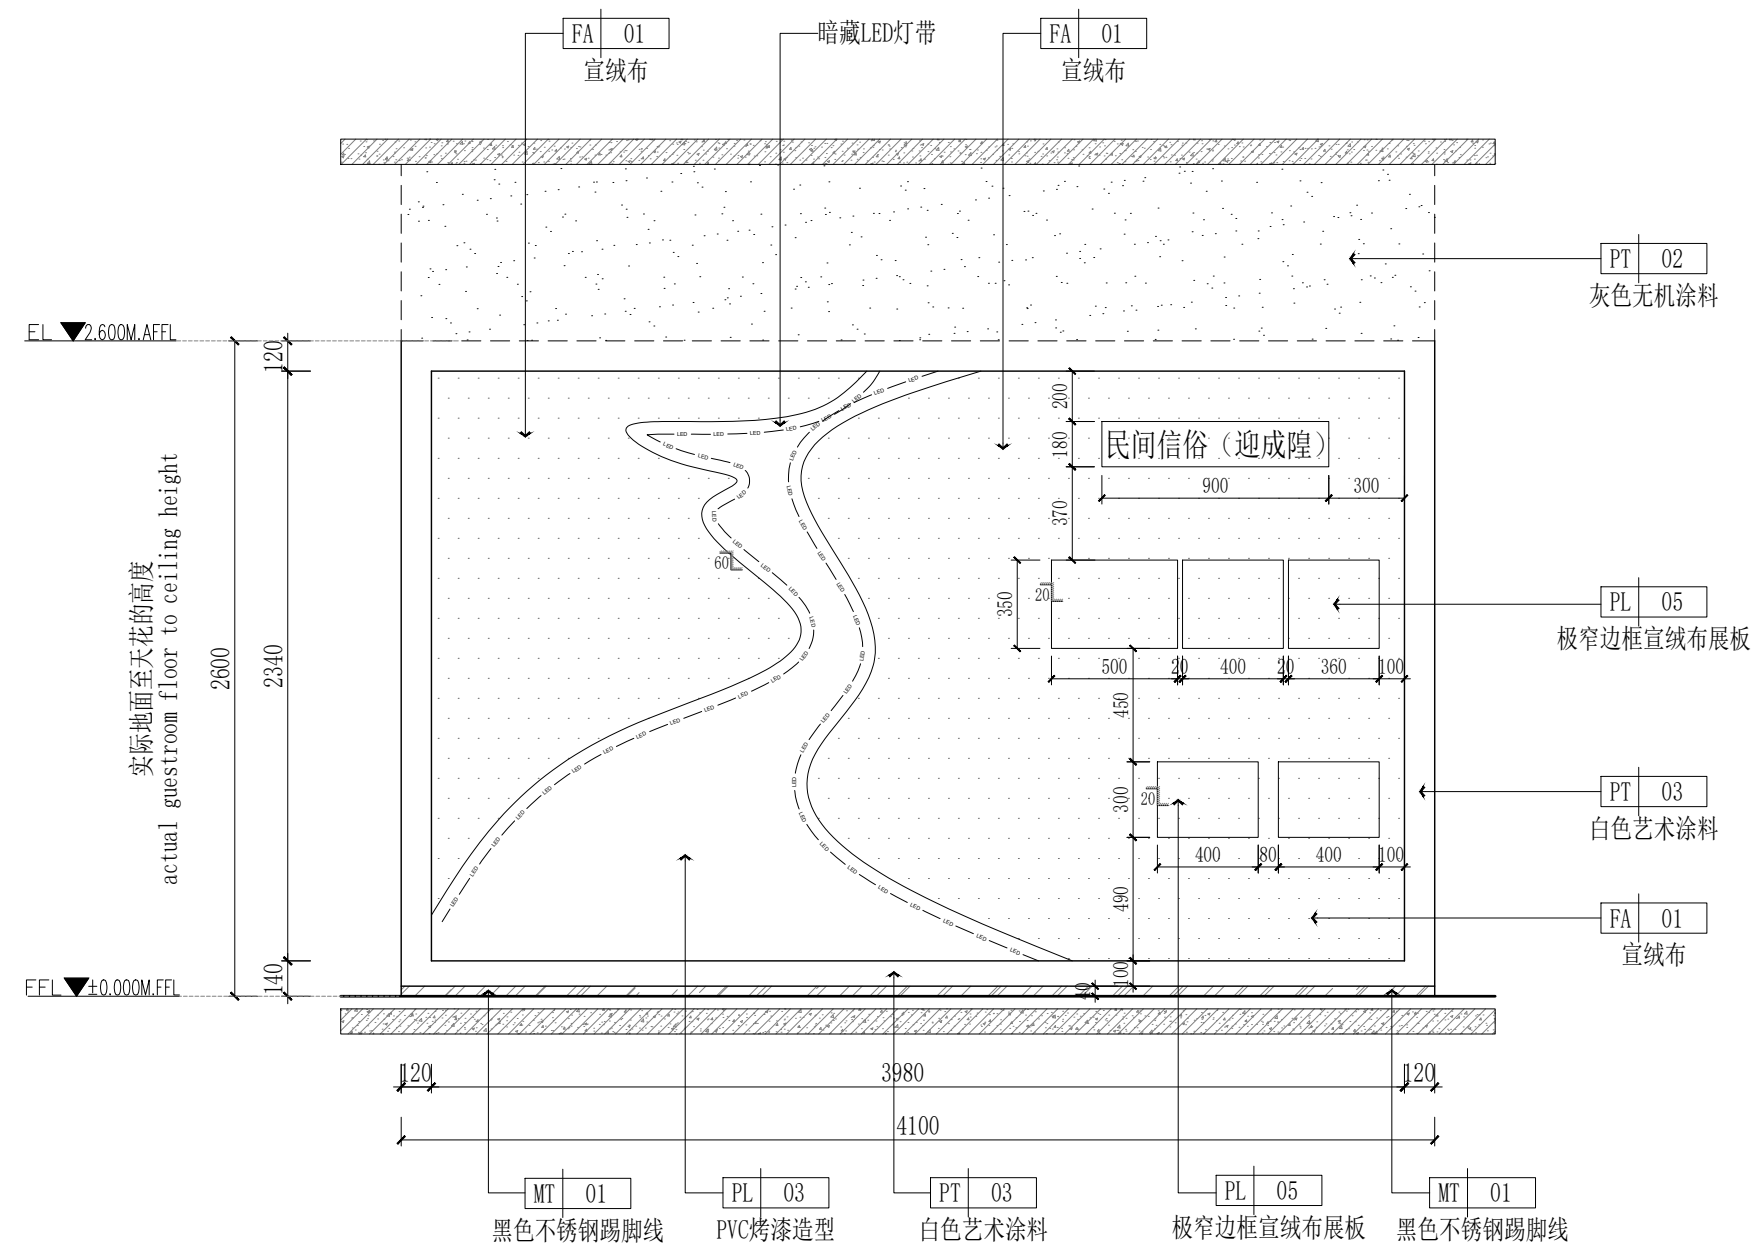

12 ELEVATION@迎城隍区立面图

SCALE 1:30@A2

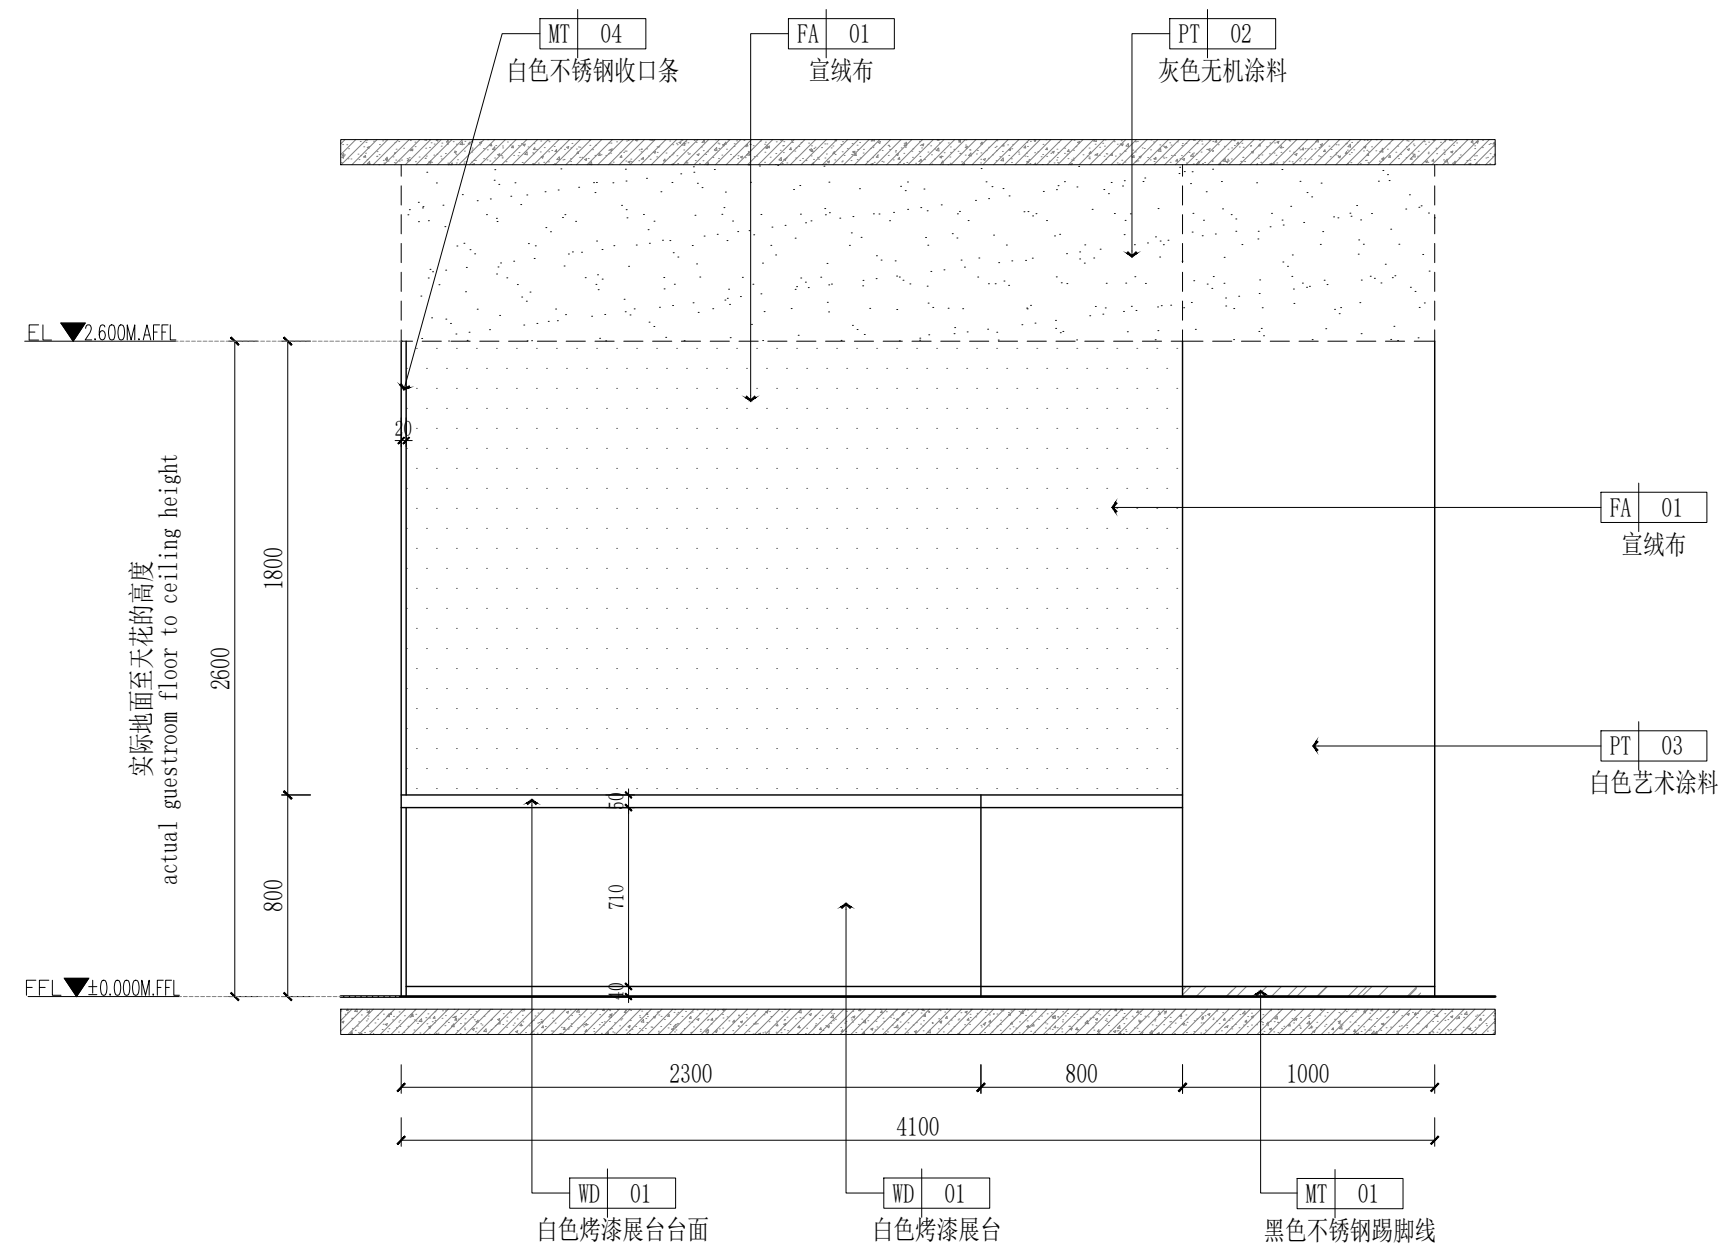

13 ELEVATION@社火场景区立面图  
9F.PL.13 SCALE 1:30@A2

LE 1:30@A2

|                                                                                                                                                                                                                                                                                                                                                                                                                                                       |  |                      |  |              |  |
|-------------------------------------------------------------------------------------------------------------------------------------------------------------------------------------------------------------------------------------------------------------------------------------------------------------------------------------------------------------------------------------------------------------------------------------------------------|--|----------------------|--|--------------|--|
|                                                                                                                                                                                                                                                                                                                                                                                                                                                       |  | 实 名                  |  | 签 名          |  |
| 项目负责人                                                                                                                                                                                                                                                                                                                                                                                                                                                 |  | 项目负责人                |  | 朱            |  |
| 专业负责人                                                                                                                                                                                                                                                                                                                                                                                                                                                 |  | 专业负责人                |  | 朱            |  |
| 设 计 人                                                                                                                                                                                                                                                                                                                                                                                                                                                 |  | 设计人                  |  | 王            |  |
| 注册（执业）章                                                                                                                                                                                                                                                                                                                                                                                                                                               |  |                      |  |              |  |
| 预留章                                                                                                                                                                                                                                                                                                                                                                                                                                                   |  |                      |  |              |  |
| 出图章                                                                                                                                                                                                                                                                                                                                                                                                                                                   |  |                      |  |              |  |
| 铭扬工程设计集团有限公司<br>建筑行业（建筑工程）甲级（有效期★NO:A133A03249<br>至2029年07月24日）<br>浙江省住房和城乡建设厅监制                                                                                                                                                                                                                                                                                                                                                                      |  |                      |  |              |  |
| 审图章                                                                                                                                                                                                                                                                                                                                                                                                                                                   |  |                      |  |              |  |
| 竣工章                                                                                                                                                                                                                                                                                                                                                                                                                                                   |  |                      |  |              |  |
| 本图未盖出图专用章无效                                                                                                                                                                                                                                                                                                                                                                                                                                           |  |                      |  |              |  |
| <div></div> <div>铭扬工程设计集团有限公司</div> <div>MING YANG ENGINEERING DESIGN GROUP CO.,LTD</div> <div>证书编号: A133A03249<br/>资质类别及等级: 建筑行业（建筑工程）甲级；风景园林工程设计专项甲级；公路行业（公路）专业乙级、水利专业乙级；<br/>证书编号: A233005602<br/>资质类别及等级: 市政工程（市政公用设计工程、污染防治工程、固体废物处理处置工程）；专业乙级、电力行业（变配电工程、送电工程、新能源发电）；专业乙级、水利行业乙级；<br/>证书编号: B233005602<br/>资质类别及等级: 工程测量专业甲级（岩土工程（物探测试检测监测）、工程测量）乙级；</div> |  |                      |  |              |  |
| 类 别                                                                                                                                                                                                                                                                                                                                                                                                                                                   |  | 实 名                  |  | 签 名          |  |
| 审 定                                                                                                                                                                                                                                                                                                                                                                                                                                                   |  | 审定                   |  | 王            |  |
| 审 核                                                                                                                                                                                                                                                                                                                                                                                                                                                   |  | 审核                   |  | 朱            |  |
| 校 对                                                                                                                                                                                                                                                                                                                                                                                                                                                   |  | 校对                   |  | 王            |  |
| 会 签                                                                                                                                                                                                                                                                                                                                                                                                                                                   |  |                      |  |              |  |
| 建 筑                                                                                                                                                                                                                                                                                                                                                                                                                                                   |  | 电 气                  |  |              |  |
| 结 构                                                                                                                                                                                                                                                                                                                                                                                                                                                   |  | 暖 通                  |  |              |  |
| 给 排 水                                                                                                                                                                                                                                                                                                                                                                                                                                                 |  | 其 他                  |  |              |  |
| 建设单位                                                                                                                                                                                                                                                                                                                                                                                                                                                  |  | 西安市群众艺术馆             |  |              |  |
| 工程名称                                                                                                                                                                                                                                                                                                                                                                                                                                                  |  | 非物质文化遗产博物馆<br>展陈提升项目 |  |              |  |
| 子项名称                                                                                                                                                                                                                                                                                                                                                                                                                                                  |  |                      |  |              |  |
| 图纸名称                                                                                                                                                                                                                                                                                                                                                                                                                                                  |  | 迎城隍、社火区立面图           |  |              |  |
| 专 业                                                                                                                                                                                                                                                                                                                                                                                                                                                   |  | 装 饰                  |  | 比 例 1:100    |  |
| 工程编号                                                                                                                                                                                                                                                                                                                                                                                                                                                  |  | 0000000              |  | 图 号 9F.EL.06 |  |
| 阶 段                                                                                                                                                                                                                                                                                                                                                                                                                                                   |  | 施工图                  |  | 时 间 2026.05  |  |